



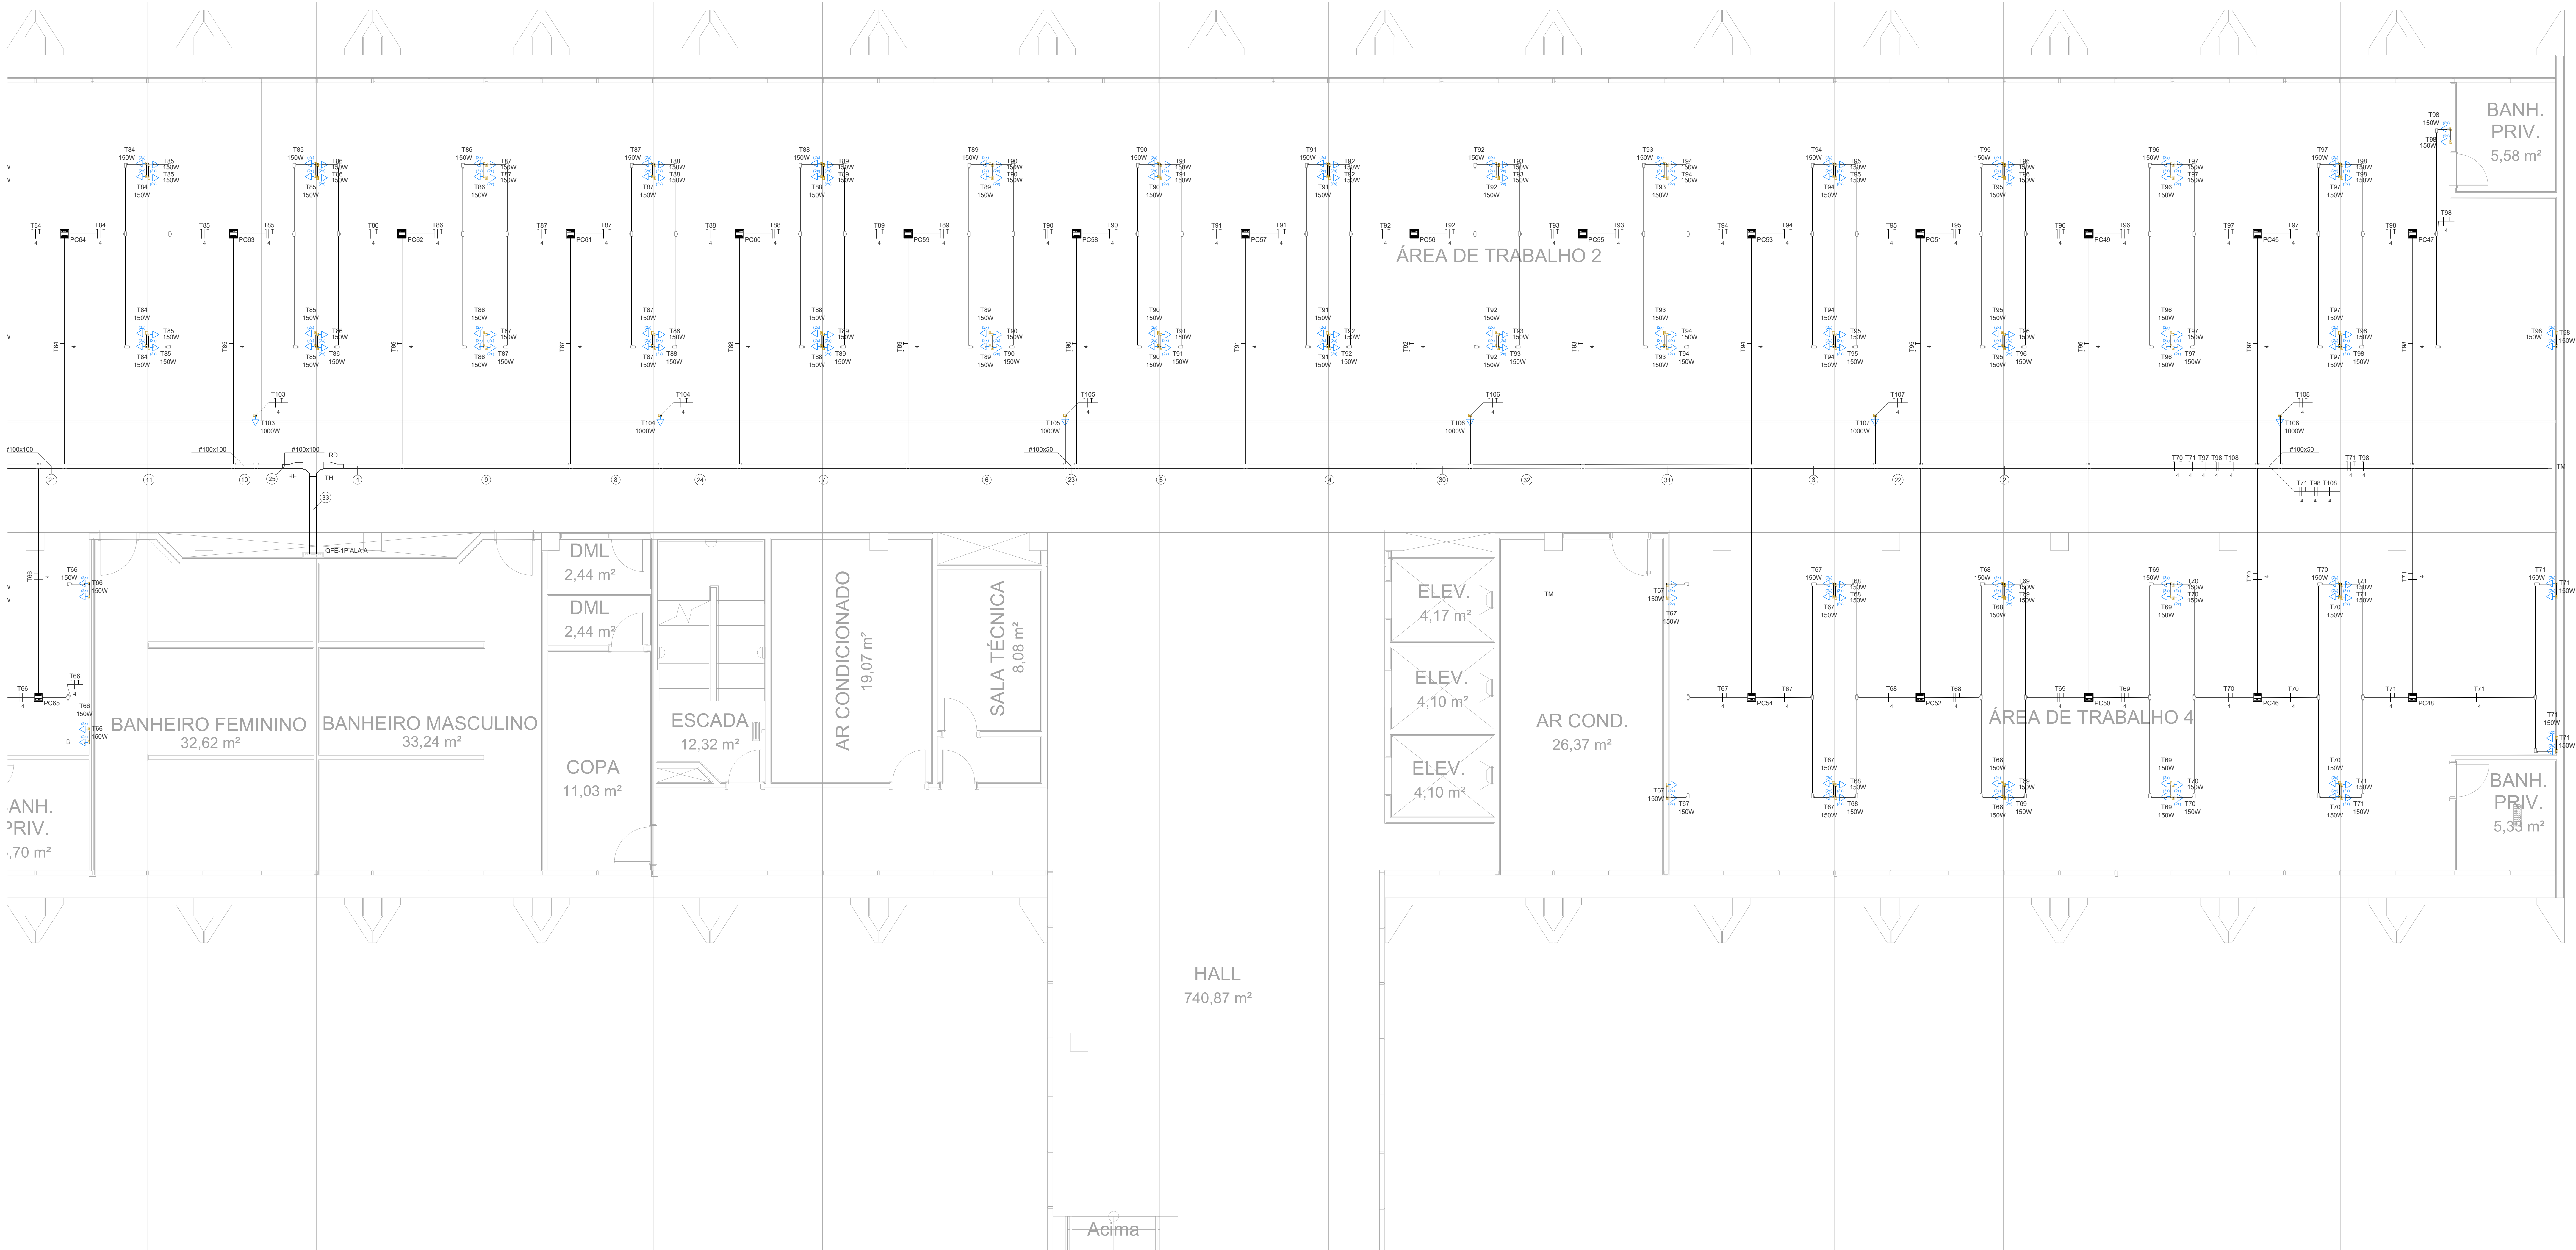

Legenda - 1º Pavimento	
	2 Tomadas abaixo a 0,30m do piso
	Condutores LR
	Condutores T
	Curvas 90°
	Pontos de aterramento
	Quadro de distribuição
	Redução à direita
	Redução à esquerda
	Sinal para aterramento
	Sinal horizontal para aterramento
	F horizontal 90°
	Terminal
	Tomada acima a 0,30m do piso

Legenda das abreviações - 1º Pavimento	
RD	Redução à direita - 100x150x50mm
RE	Redução à esquerda - 100x150x50mm
TH	Terminal - 100x50mm
TM	Terminal sem Tampa - 100x50mm

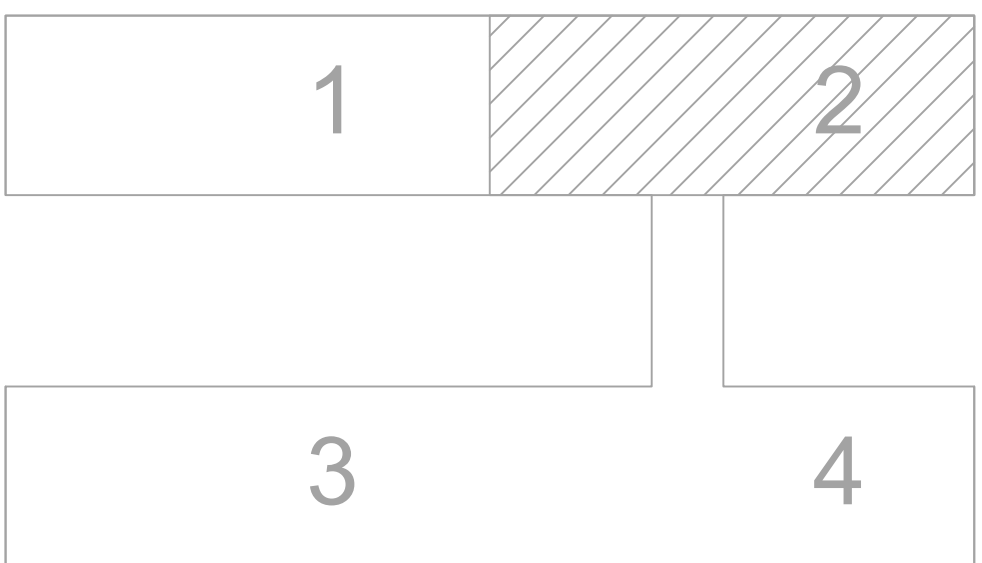

MAPA-CHAVE
SEM ESCALA


00	EMISSÃO INICIAL	19/09/2025	PAULO
REVISÃO	MODIFICAÇÃO	DATA	VISTO APROVAÇÃO


SETOR DE ADMINISTRAÇÃO FEDERAL NORTE	
ESPANADA DOS MINISTÉRIOS - BLOCO L - BRASÍLIA - DF	
MINISTÉRIO DA EDUCAÇÃO	
VINCÍUS MAIA PRIES	CAIXA: CREA: 26.221-0/DF
RESPONSÁVEL TÉCNICO	CAIXA: CREA: -

PROPRIETÁRIO	
VINCÍUS MAIA PRIES	CREA: 26.221-0/DF
AUTOR DO PROJETO	
RESPONSÁVEL TÉCNICO	CREA: -


FRANCA	ISO	INSTITUCIONAL	PEÇA
IEL	EDIFÍCIO ANEXO - INSTALAÇÕES ELÉTRICAS - TOMADAS ESTABILIZADAS		18
CONTEÚDO	PLANTA BAIXA ALA A SUL		
	3º PAVIMENTO		
ELABORADO	REVISADO	PROJETO EXECUTIVO	19/09/2025

PLANTA BAIXA ALA A SUL
3º PAVIMENTO
ESCALA 1 / 50

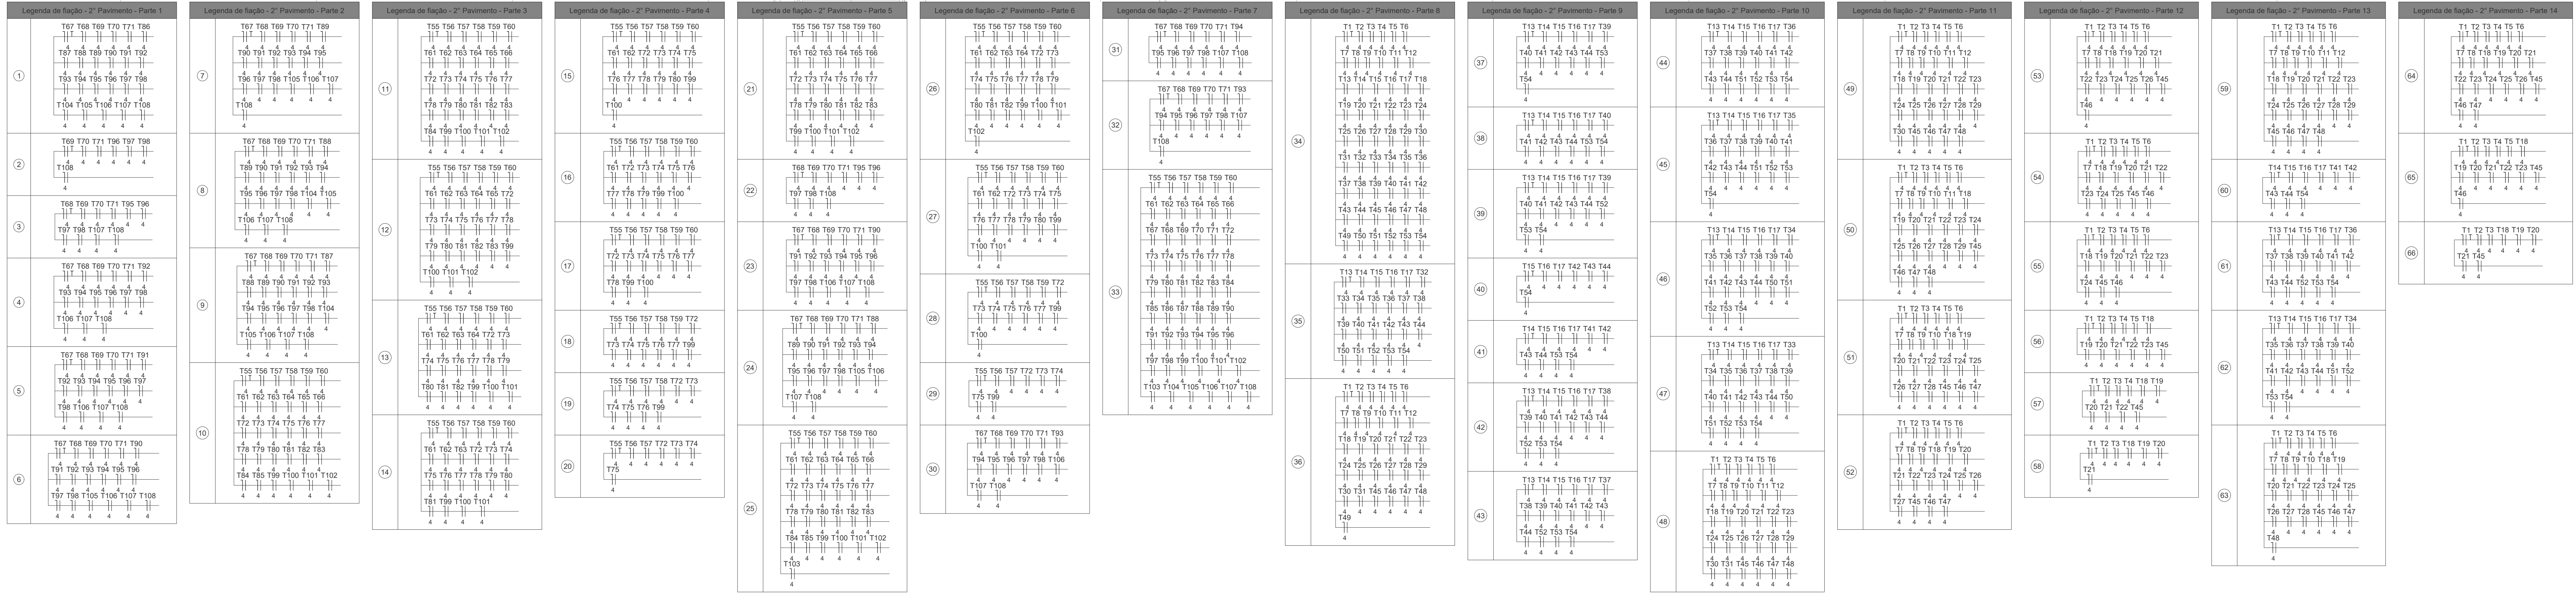

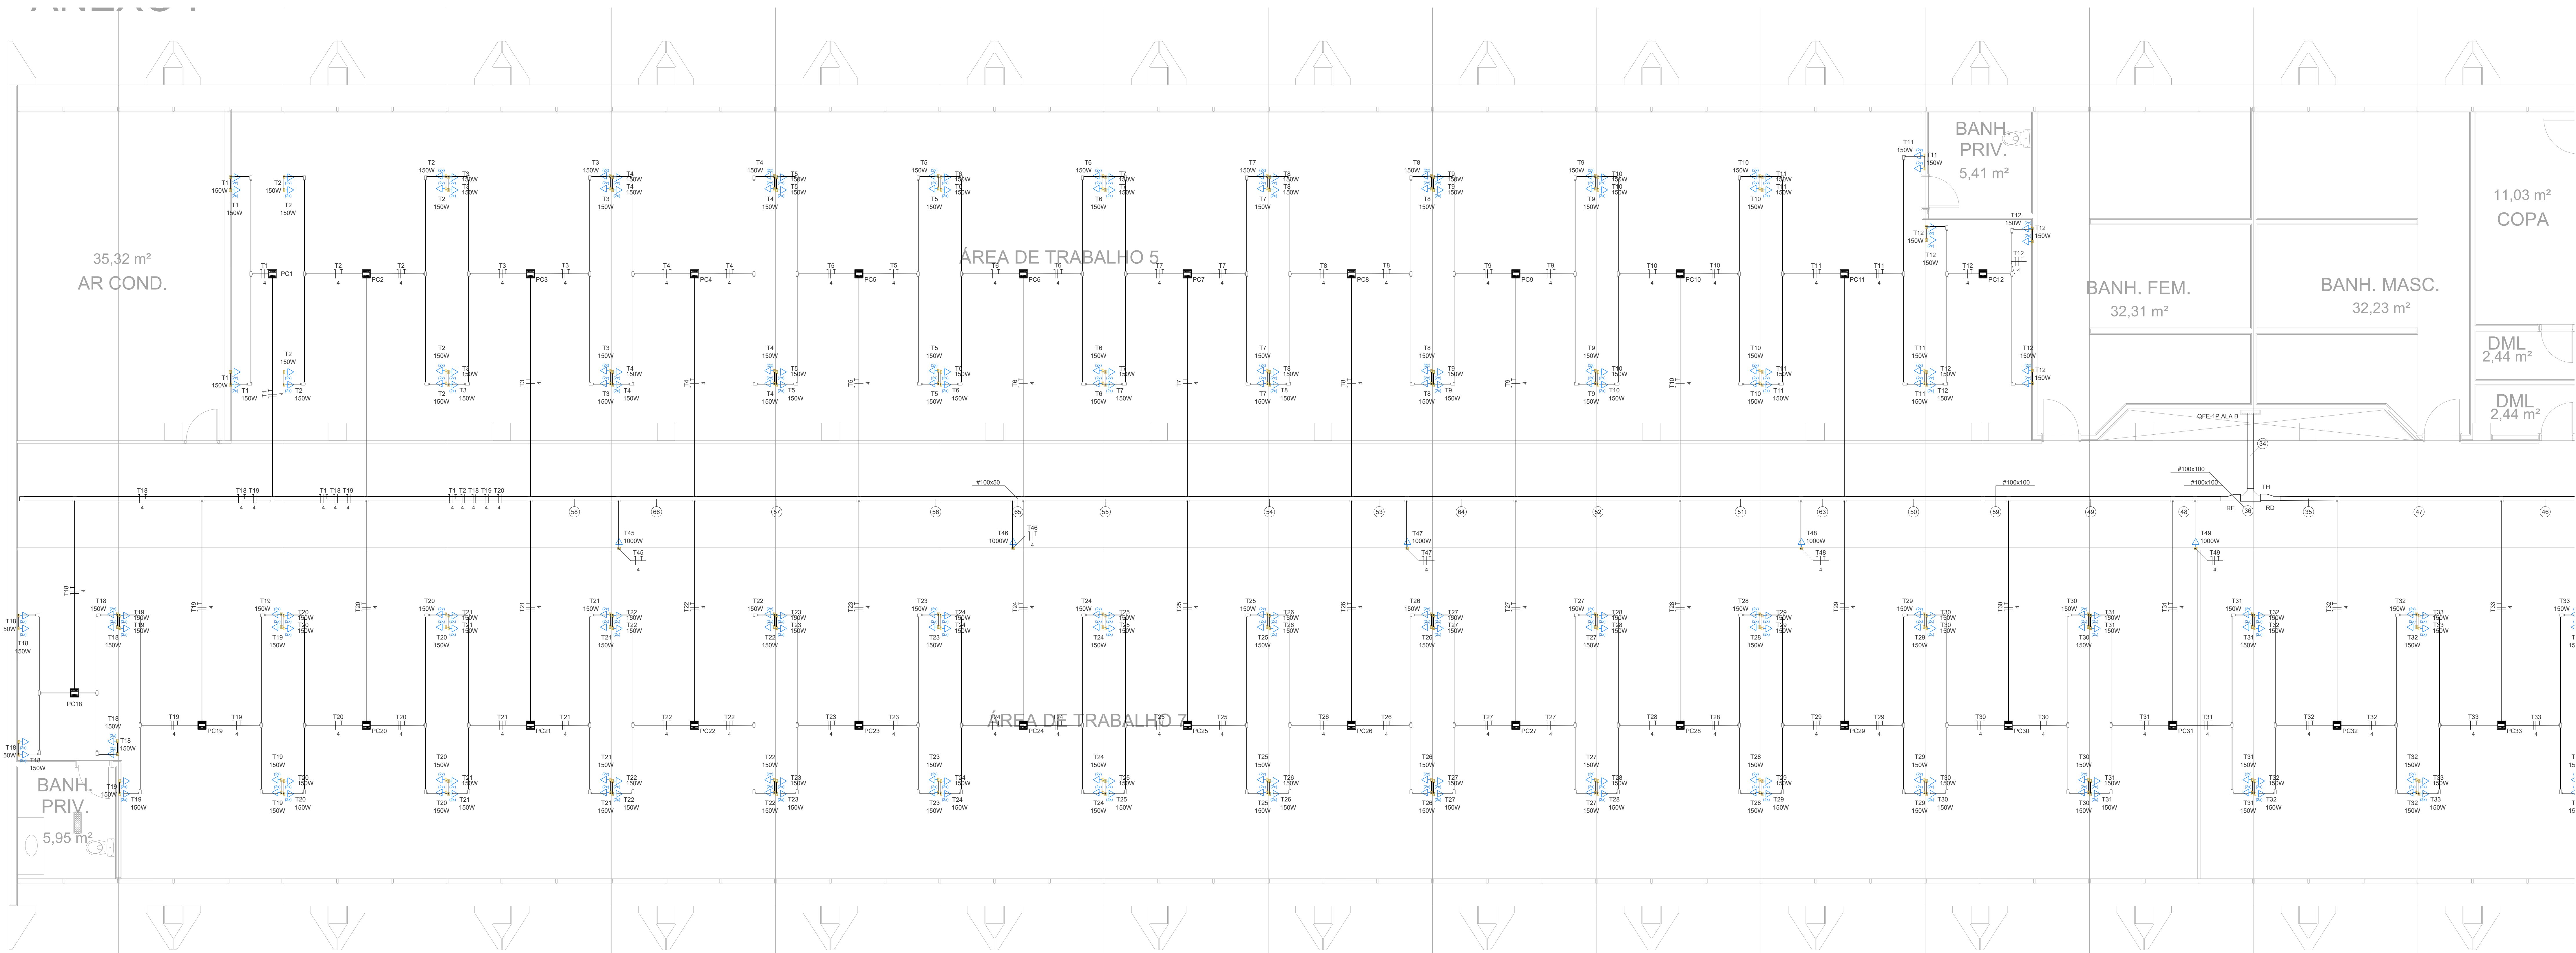

PLANTA BAIXA ALA B NORTE
3º PAVIMENTO
ESCALA 1 / 50

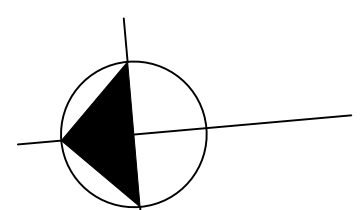


Legenda - 1º Pavimento

- 2 Tomas de baixa a 0,30m do piso
- Condutores LR
- Condutores T
- Curva 90°
- Ponto de aterramento
- Quadro de distribuição
- Redução à direita
- Redução à esquerda
- Sinal para aterramento
- Sinal horizontal para aterramento
- Horizontal 90°
- Terminal
- Tomada baixa a 0,30m do piso

Legenda das abreviações - 1º Pavimento

- PD Redução à direita - 100x150x50mm
- PE Redução à esquerda - 100x150x50mm
- TH Horizontal 90° sem Tampa - 150x100mm
- TM Terminal - 100x50mm
- TL Terminal sem Tampa - 100x50mm

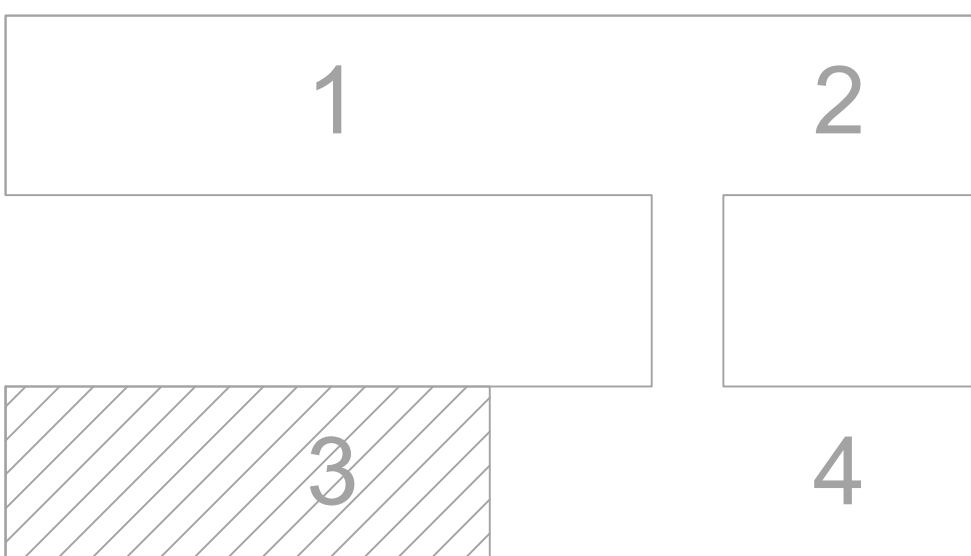

MAPA-CHAVE
SEM ESCALA

00	EMISSÃO INICIAL	19/09/2025	PAULO
REVISÃO	MODIFICAÇÃO	DATA	VISTO
			APROVAÇÃO

SETOR: SETOR DE ADMINISTRAÇÃO FEDERAL NORTE

ENDEREÇO: ESPLANADA DOS MINISTÉRIOS - BLOCO L - BRASILIA - DF

CLIENTE: MINISTÉRIO DA EDUCAÇÃO

AUTOR DO PROJETO: VINÍCIUS MAIA PRES

RESPONSÁVEL TÉCNICO: -

PROPRIETÁRIO: VINÍCIUS MAIA PRES

AUTOR DO PROJETO: CREA: 26.221-0/DF

RESPONSÁVEL TÉCNICO: CREA: -

FRANCA: IEL

USO: INSTITUCIONAL


TÍTULO: EDIFÍCIO ANEXO - INSTALAÇÕES ELÉTRICAS - TOMADAS ESTABILIZADAS

CONTEÚDO: PLANTA BAIXA ALA B NORTE 3º PAVIMENTO


DATA: 19/09/2025

PROJETO EXECUTIVO

19

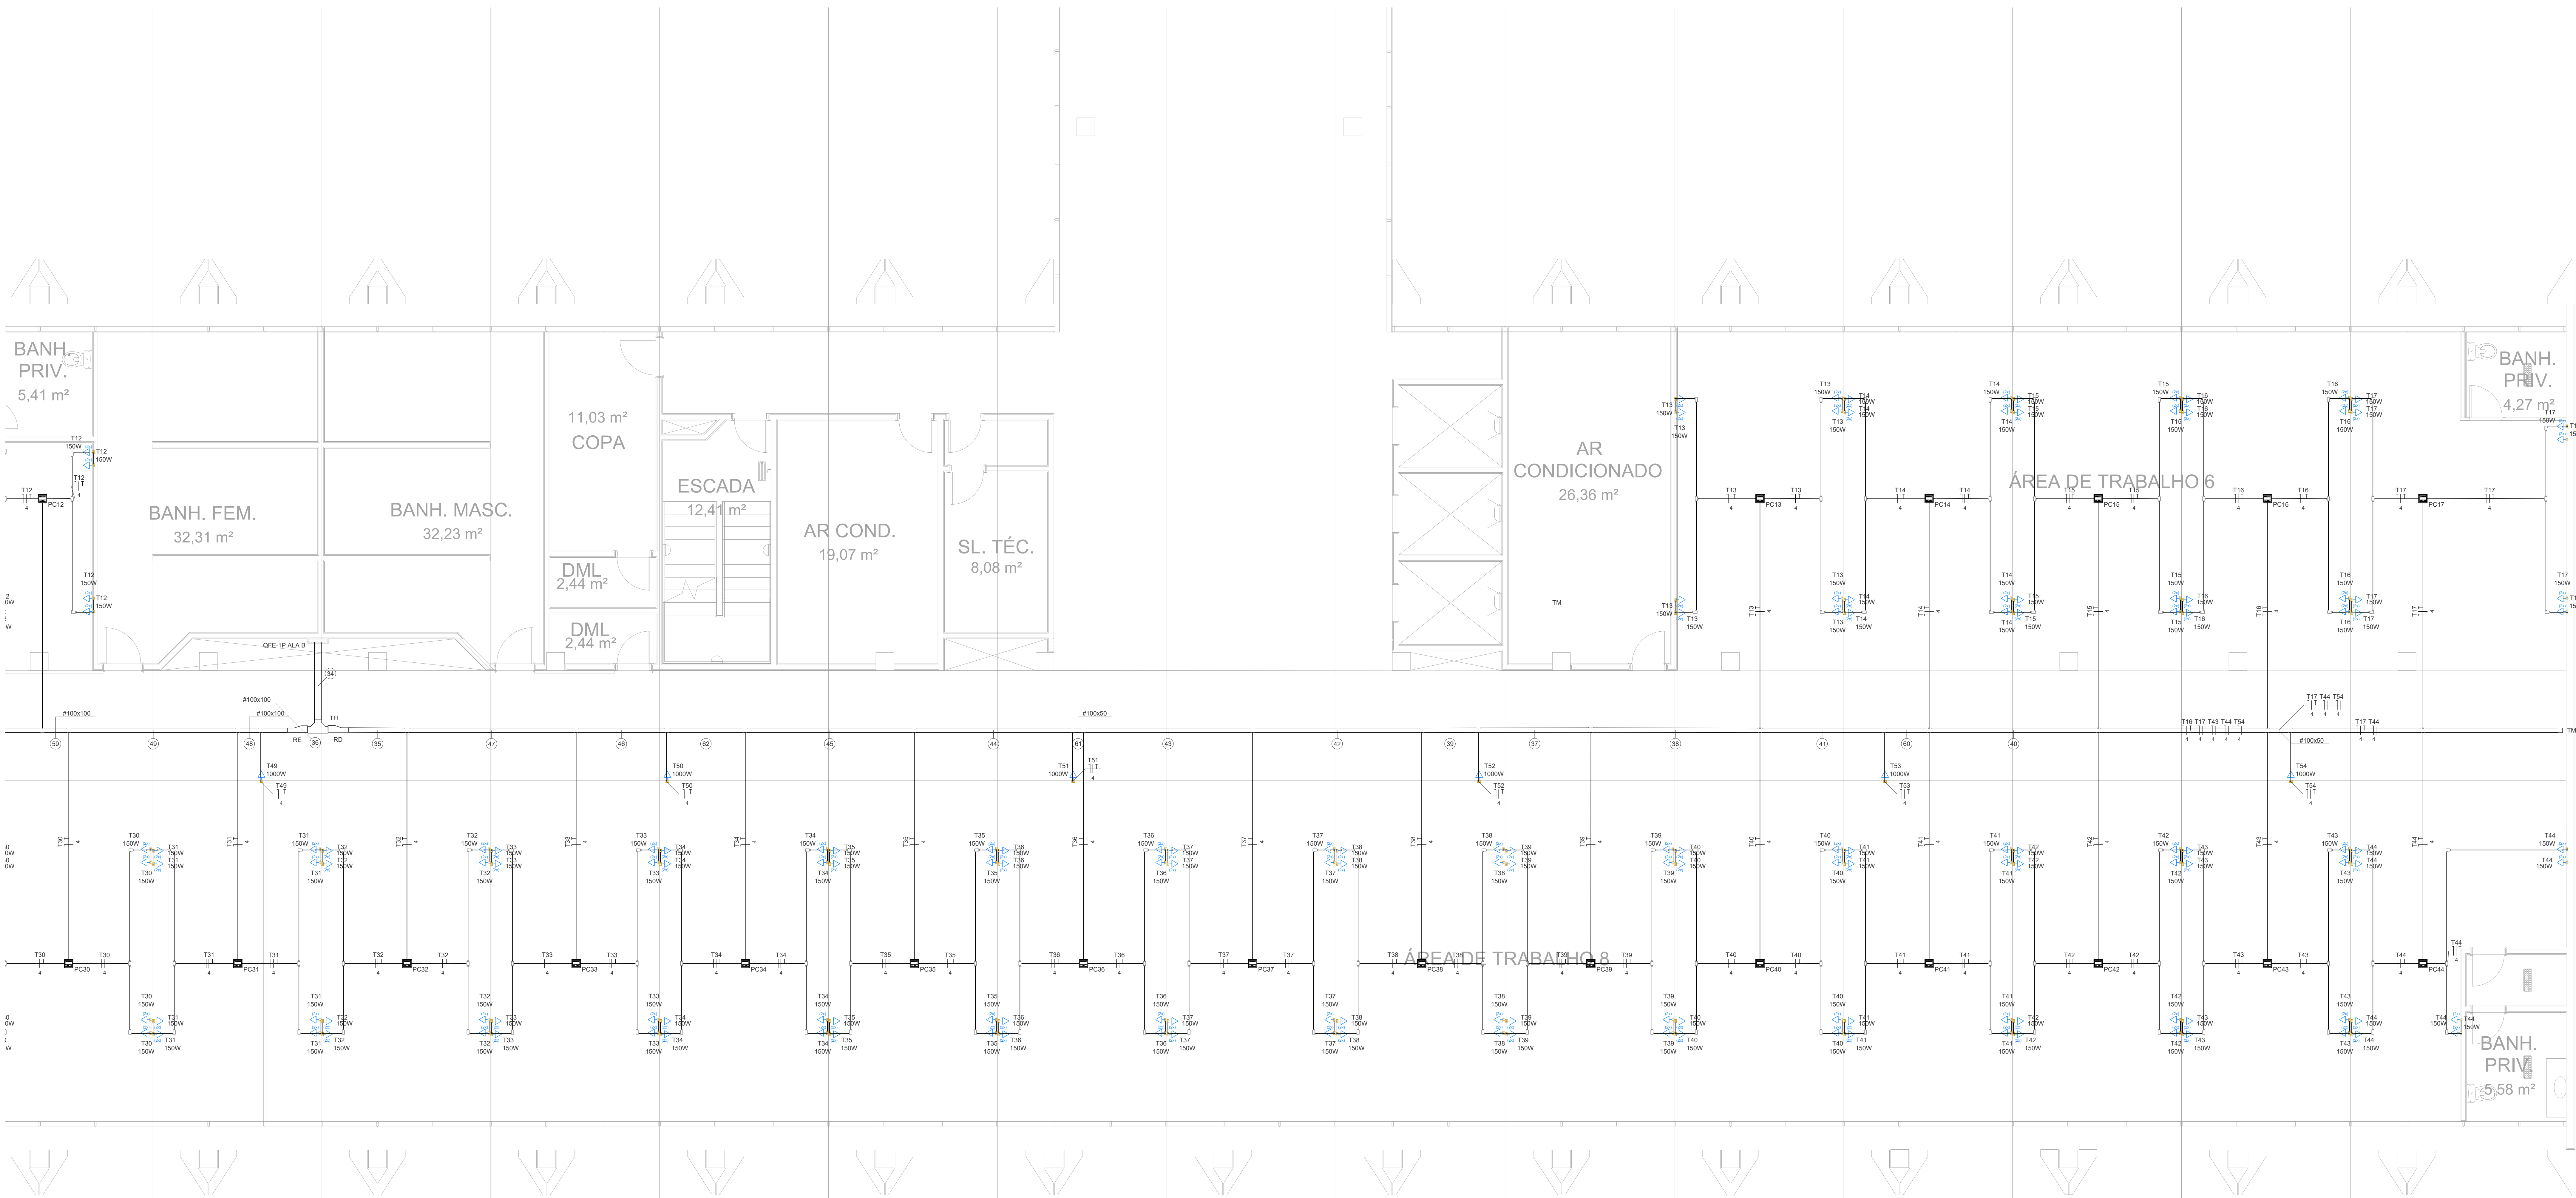


PLANTA BAIXA ALA B SUL
3º PAVIMENTO
ESCALA 1 / 50

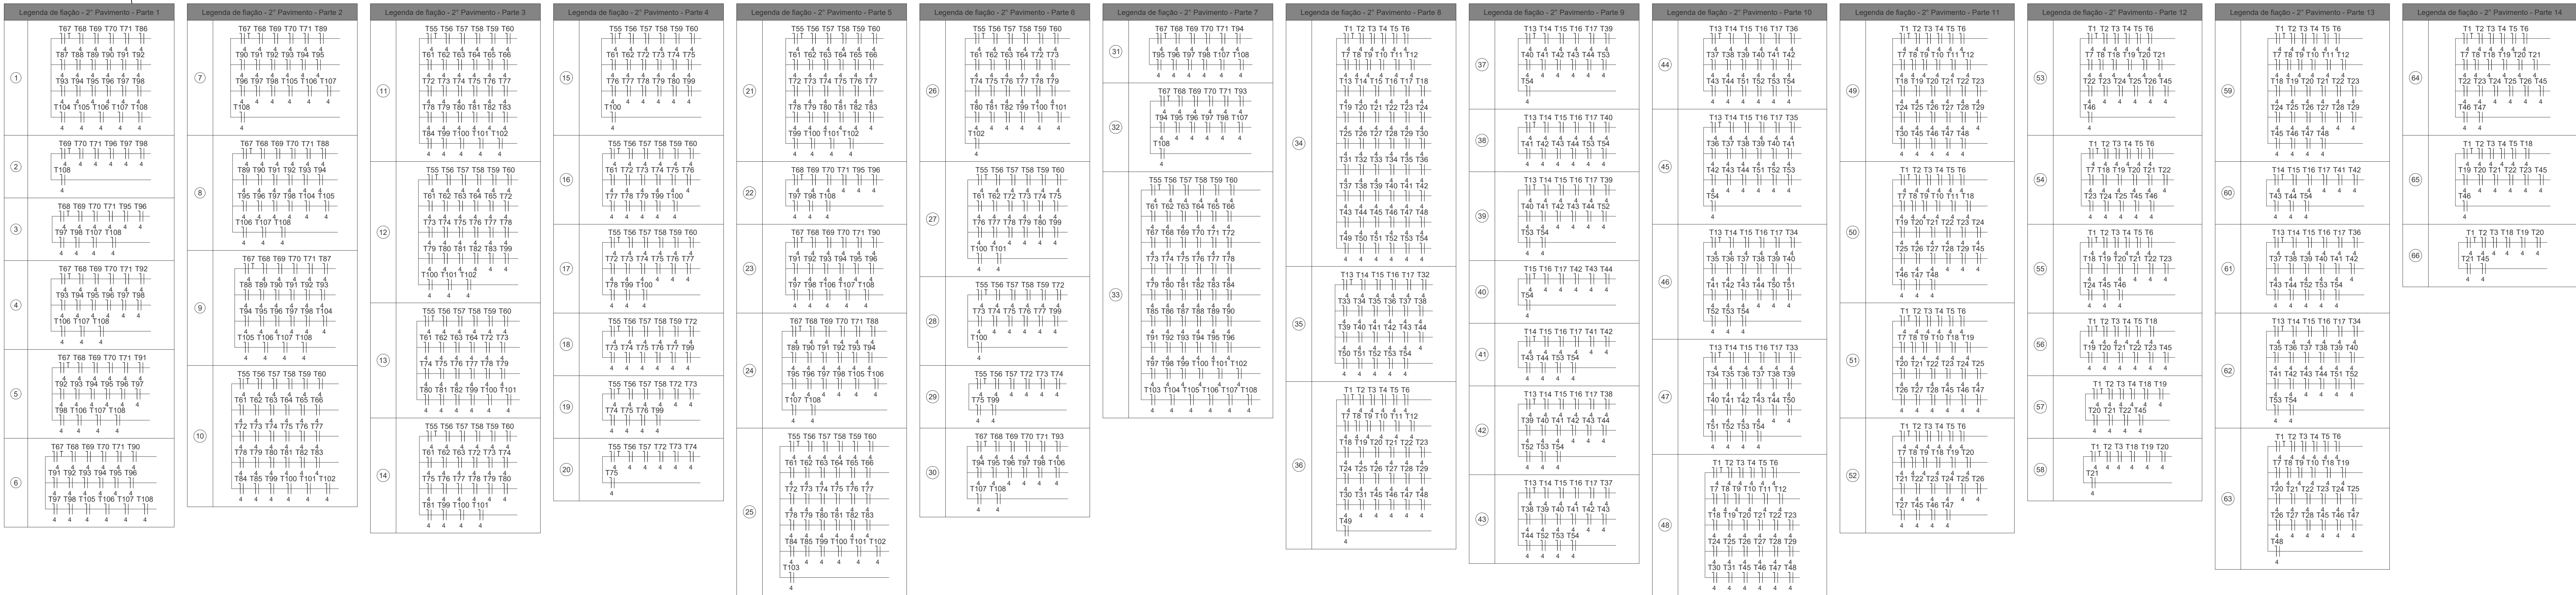

Legenda - 1:100 (Trazido)	
	2 Tomadas bates a 0,30m do piso
	Condutores LR
	Condutores T
	Curva 90°
	Ponto de conexão
	Quadro de distribuição
	Redução à direita
	Redução à esquerda
	Bateria para entrada
	Bateria horizontal para entrada
	F horizontal 90°
	Terminal
	Tomada bates a 0,30m do piso

Legenda das Instalações - 1:100 (Trazido)	
	Redução à direita - 100x150x50mm
	Redução à esquerda - 100x150x50mm
	F horizontal 90° sem Tampa - 150x100x50mm
	Terminal - 100x50mm
	Terminal sem Tampa - 100x50mm

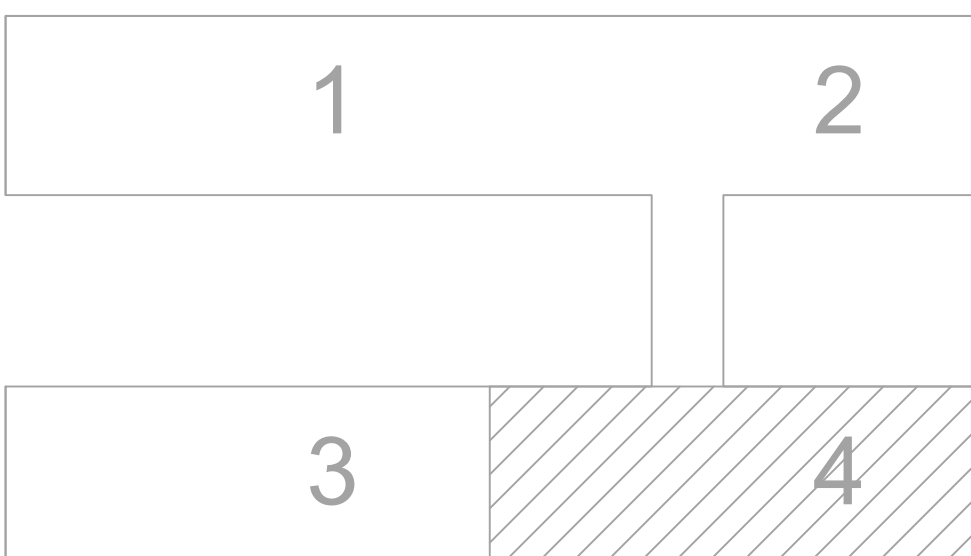

MAPA-CHAVE
SEM ESCALA

00	EMISSÃO INICIAL	19/09/2025	PAULO
REVISÃO	MODIFICAÇÃO	DATA	VISTO
			APROVAÇÃO


SETOR DE ADMINISTRAÇÃO FEDERAL NORTE	
ESPLANADA DOS MINISTÉRIOS - BLOCO L - BRASIL - DF	
MINISTÉRIO DA EDUCAÇÃO	
VINCÍUS MAIA PRES	CREA: 26.221-0/DF
RESPONSÁVEL TÉCNICO	CREA: -

PROPRIETÁRIO	
VINCÍUS MAIA PRES	CREA: 26.221-0/DF
AUTOR DO PROJETO	
RESPONSÁVEL TÉCNICO	CREA: -




ANEXO II
PLANTA BAIXA ALA A NORTE
4º PAVIMENTO
ESCALA 1 / 50

Lista de Materiais			
Descrição		Unidade	Quantidade
Material elétrico			
1. Cabo 100 m²	100	m	100
2. Condutores elétricos 100 m²	100	m	100
3. Condutores elétricos 100 m²	100	m	100
4. Condutores elétricos 100 m²	100	m	100
100. Condutores elétricos 100 m²	100	m	100

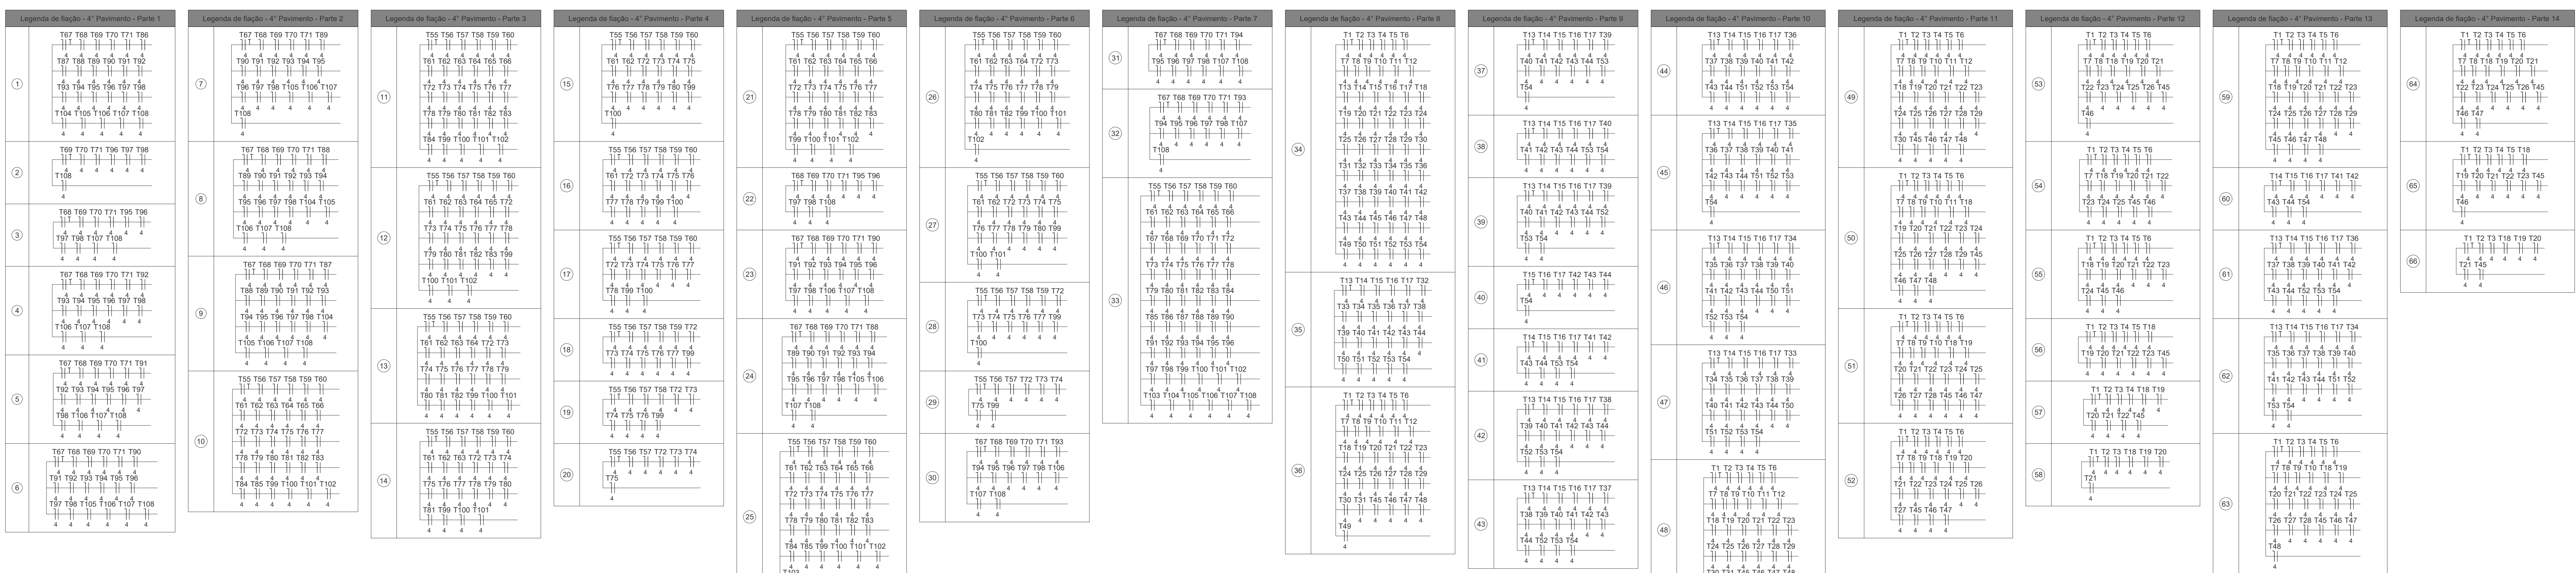

Legenda - 4º Pavimento	
2	Tomadas baixa a 0,20m do piso
3	Condutores LR
4	Condutores T
5	Condutores 90°
6	Ponto de instalação
7	Quadro de distribuição
8	Redução à direita
9	Redução à esquerda
10	Baixa horizontal para entrada
11	Baixa horizontal para entrada
12	Terminal
13	Tomada baixa a 0,20m do piso

Legenda das instalações - 1º Pavimento	
101	Redução à direita - 100x150x50mm
102	Redução à esquerda - 100x150x50mm
103	Terminal - 100x50mm
104	Terminal - 100x50mm
105	Terminal - 100x50mm

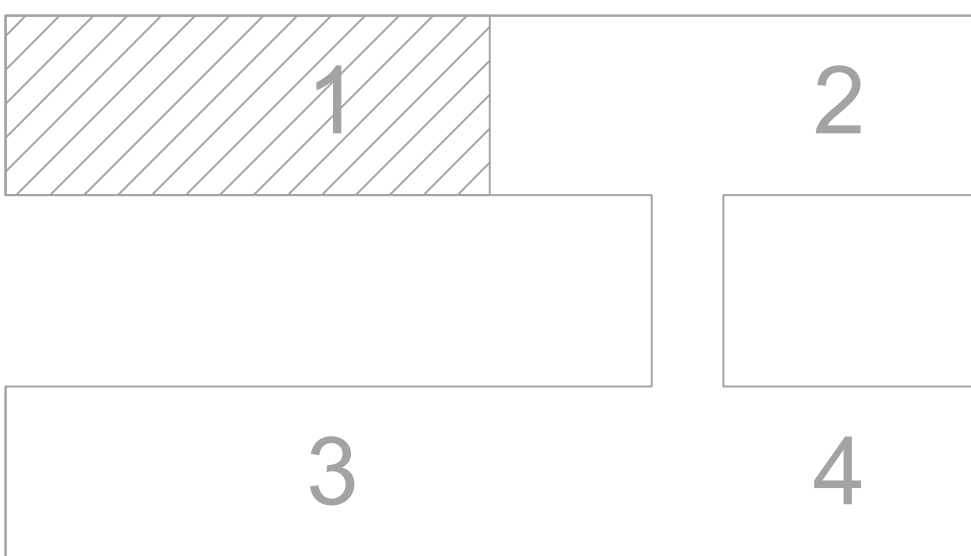

MAPA-CHAVE
SEM ESCALA

00	EMISSÃO INICIAL	19/09/2025	PAULO	PAULO
REVISÃO	MODIFICAÇÃO	DATA	VISTO	APROVAÇÃO

REVISÃO	MODIFICAÇÃO	DATA	VISTO	APROVAÇÃO
---------	-------------	------	-------	-----------

PROPRIETÁRIO	SETOR DE ADMINISTRAÇÃO FEDERAL NORTE
CLIENTE	ESPLANADA DOS MINISTÉRIOS - BLOCO L - BRASILIA - DF
AUTOR DO PROJETO	VINCÍUS MAIA PRES
RESPONSÁVEL TÉCNICO	CREA: 26.221-0/DF

PROPRIETÁRIO	SETOR DE ADMINISTRAÇÃO FEDERAL NORTE
CLIENTE	ESPLANADA DOS MINISTÉRIOS - BLOCO L - BRASILIA - DF
AUTOR DO PROJETO	VINCÍUS MAIA PRES
RESPONSÁVEL TÉCNICO	CREA: 26.221-0/DF


PROPRIETÁRIO	SETOR DE ADMINISTRAÇÃO FEDERAL NORTE
CLIENTE	ESPLANADA DOS MINISTÉRIOS - BLOCO L - BRASILIA - DF
AUTOR DO PROJETO	VINCÍUS MAIA PRES
RESPONSÁVEL TÉCNICO	CREA: 26.221-0/DF

PROPRIETÁRIO	SETOR DE ADMINISTRAÇÃO FEDERAL NORTE
CLIENTE	ESPLANADA DOS MINISTÉRIOS - BLOCO L - BRASILIA - DF
AUTOR DO PROJETO	VINCÍUS MAIA PRES
RESPONSÁVEL TÉCNICO	CREA: 26.221-0/DF


PROPRIETÁRIO	SETOR DE ADMINISTRAÇÃO FEDERAL NORTE
CLIENTE	ESPLANADA DOS MINISTÉRIOS - BLOCO L - BRASILIA - DF
AUTOR DO PROJETO	VINCÍUS MAIA PRES
RESPONSÁVEL TÉCNICO	CREA: 26.221-0/DF

PROPRIETÁRIO	SETOR DE ADMINISTRAÇÃO FEDERAL NORTE
CLIENTE	ESPLANADA DOS MINISTÉRIOS - BLOCO L - BRASILIA - DF
AUTOR DO PROJETO	VINCÍUS MAIA PRES
RESPONSÁVEL TÉCNICO	CREA: 26.221-0/DF

PROPRIETÁRIO	SETOR DE ADMINISTRAÇÃO FEDERAL NORTE
CLIENTE	ESPLANADA DOS MINISTÉRIOS - BLOCO L - BRASILIA - DF
AUTOR DO PROJETO	VINCÍUS MAIA PRES
RESPONSÁVEL TÉCNICO	CREA: 26.221-0/DF

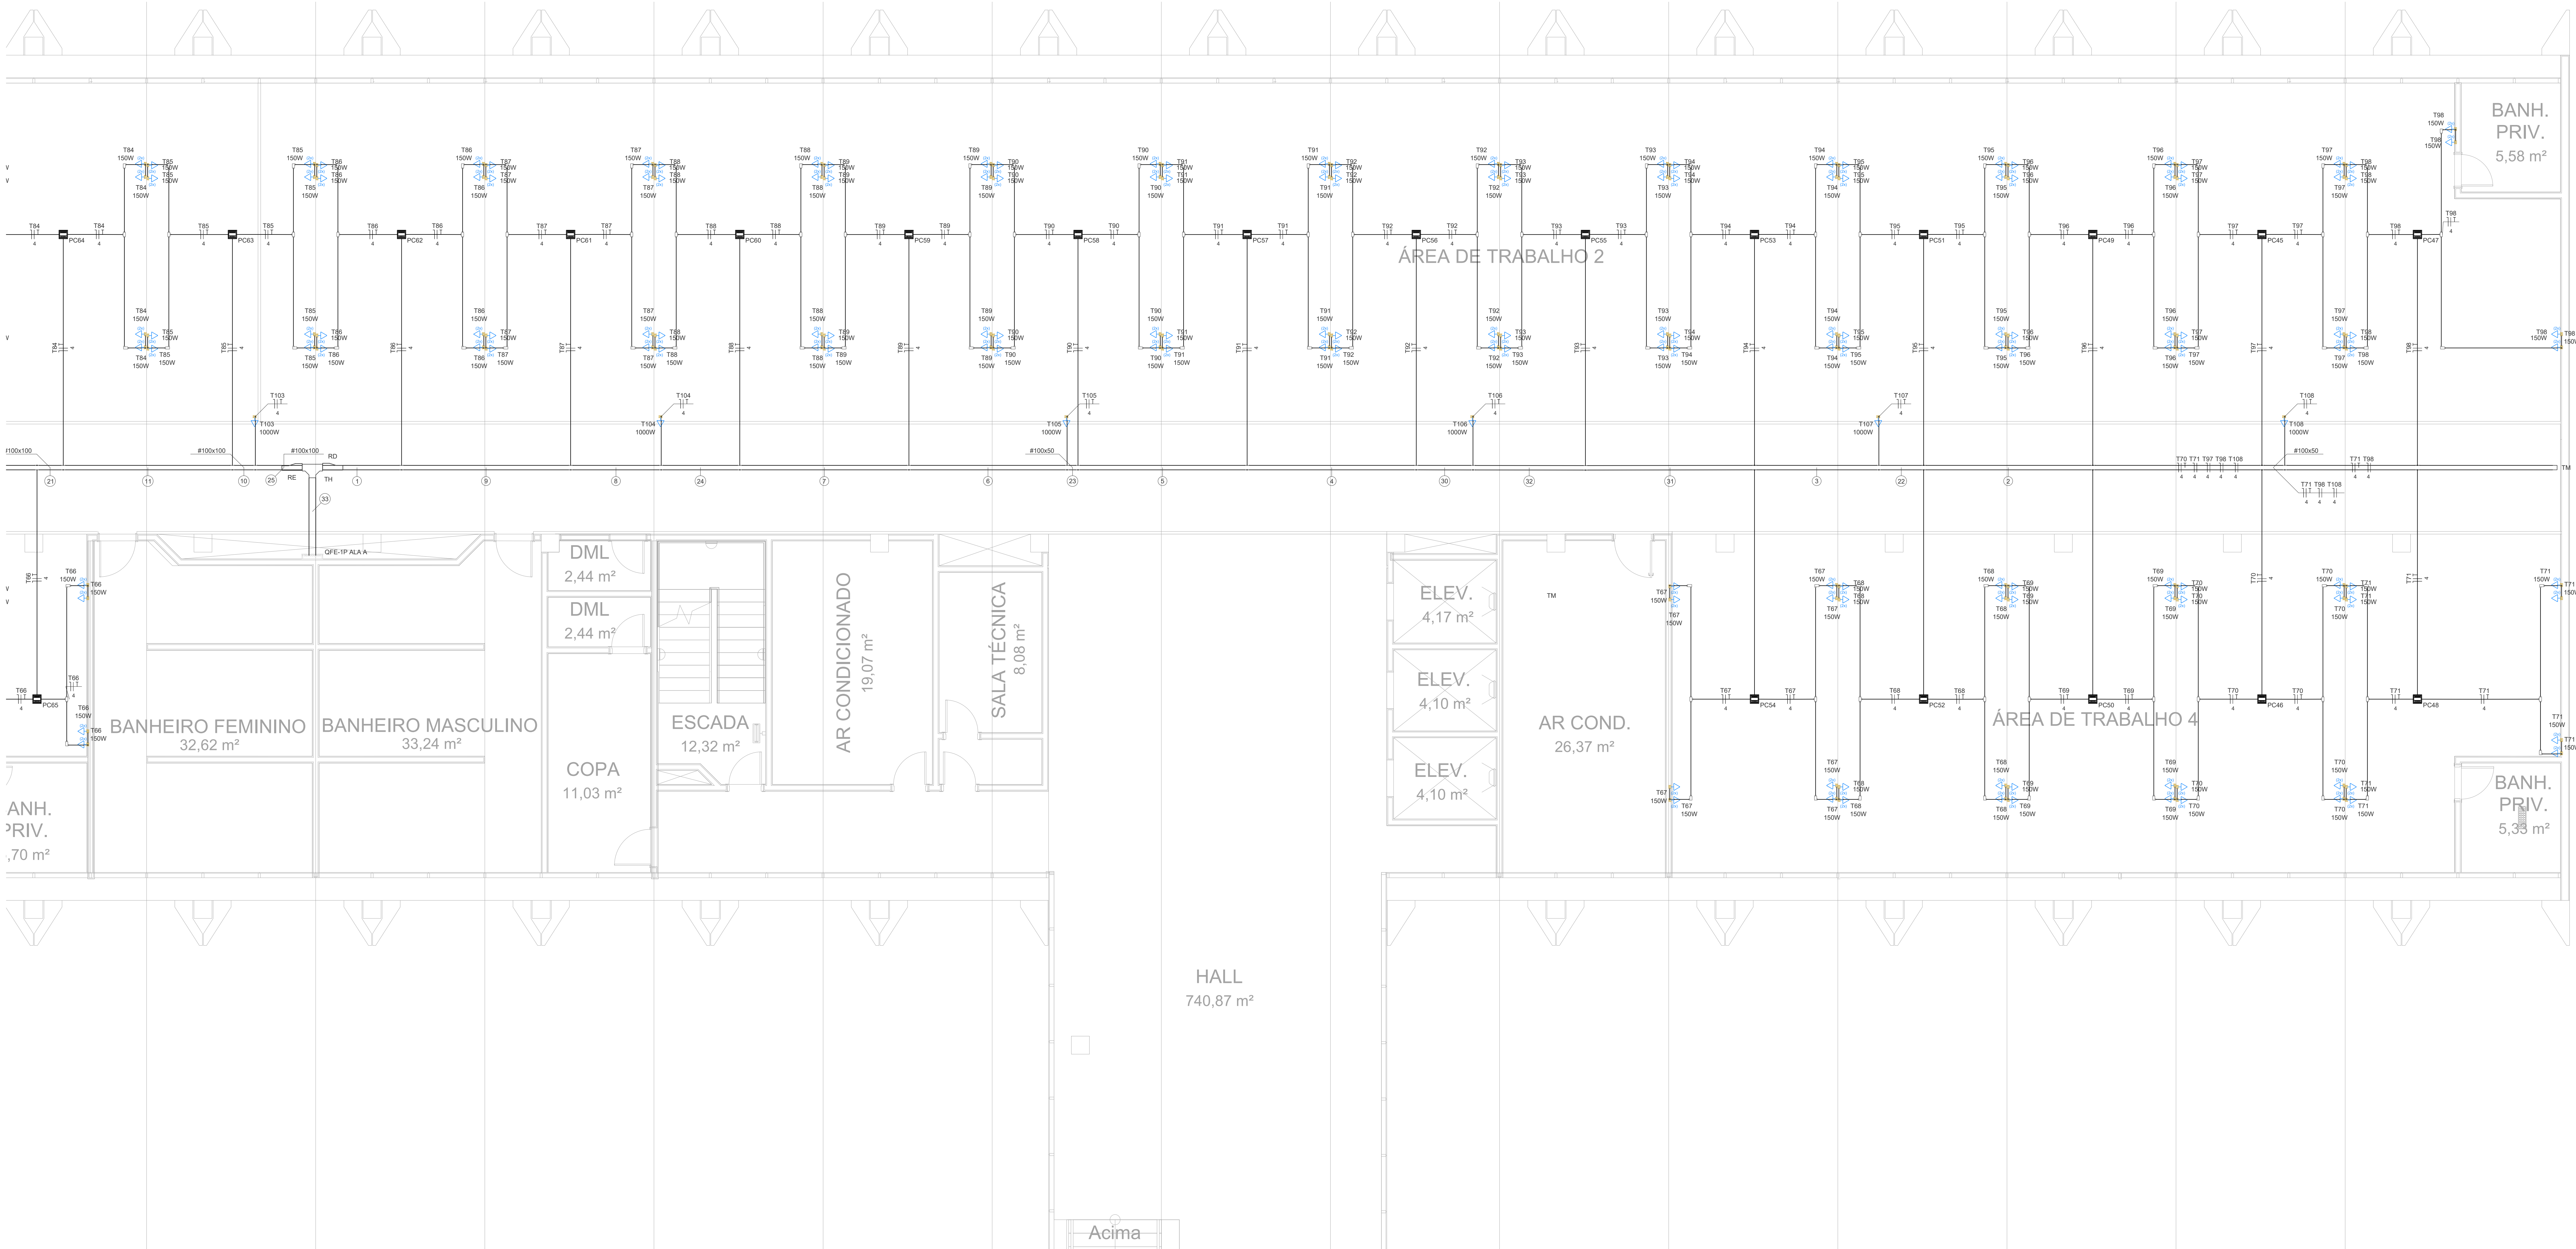

PLANTA BAIXA ALA A SUL
4º PAVIMENTO
ESCALA 1 / 50

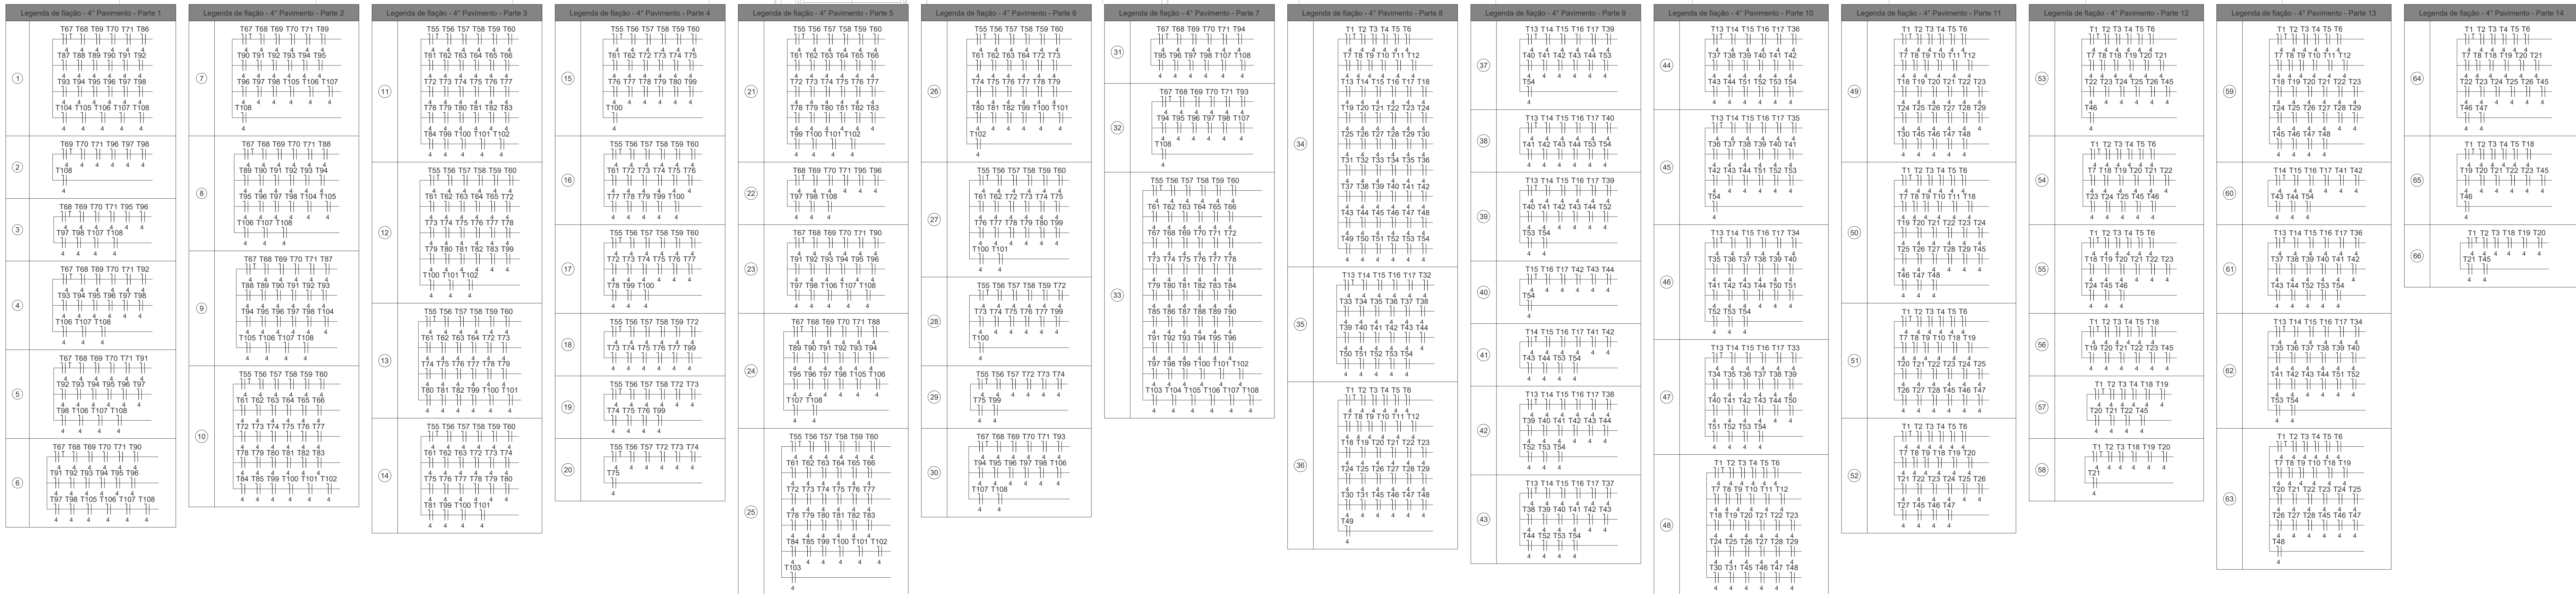

Legenda - 4º Pavimento

- 2 Tomas de baixa a 0,30m do piso
- Condutores LR
- Condutores T
- Curva 90°
- Ponto de centralização
- Quadro de distribuição
- Redução à direita
- Redução à esquerda
- Sinal para entrada
- Sinal horizontal para entrada
- F horizontal 90°
- Terminal
- Tomas de baixa a 0,30m do piso

Legenda das abreviações - 4º Pavimento

- RD: Redução à direita - 100x150x50mm
- RE: Redução à esquerda - 100x150x50mm
- TH: Horizontal 90° sem Tampa - 150x100mm
- TM: Terminal - 100x50mm
- TL: Terminal sem Tampa - 100x50mm



EMISSÃO INICIAL		19/09/2025	PAULO	PAULO
REVISÃO	MODIFICAÇÃO	DATA	VISTO	APROVAÇÃO

SETOR DE ADMINISTRAÇÃO FEDERAL NORTE

ESPLANADA DOS MINISTÉRIOS - BLOCO L - BRASÍLIA - DF

MINISTÉRIO DA EDUCAÇÃO

VINCÍUS MAIA PIRES

PROPRIETÁRIO

VINCÍUS MAIA PIRES

AUTOR DO PROJETO

RESPONSÁVEL TÉCNICO

CREA: 26.221-D/DF

CREA: 26.221-D/DF

CREA: -

FRANCA: IEL

USO: INSTITUCIONAL

TÍTULO: EDIFÍCIO ANEXO - INSTALAÇÕES ELÉTRICAS - TOMADAS ESTABILIZADAS

CONTEÚDO: PLANTA BAIXA ALA A SUL 4º PAVIMENTO

22

ELABORADO: JULHO

REVISADO: JULHO


REVISÃO: JULHO

PROJETO EXECUTIVO



DATA: JULHO

REVISÃO: JULHO

PROJETO EXECUTIVO

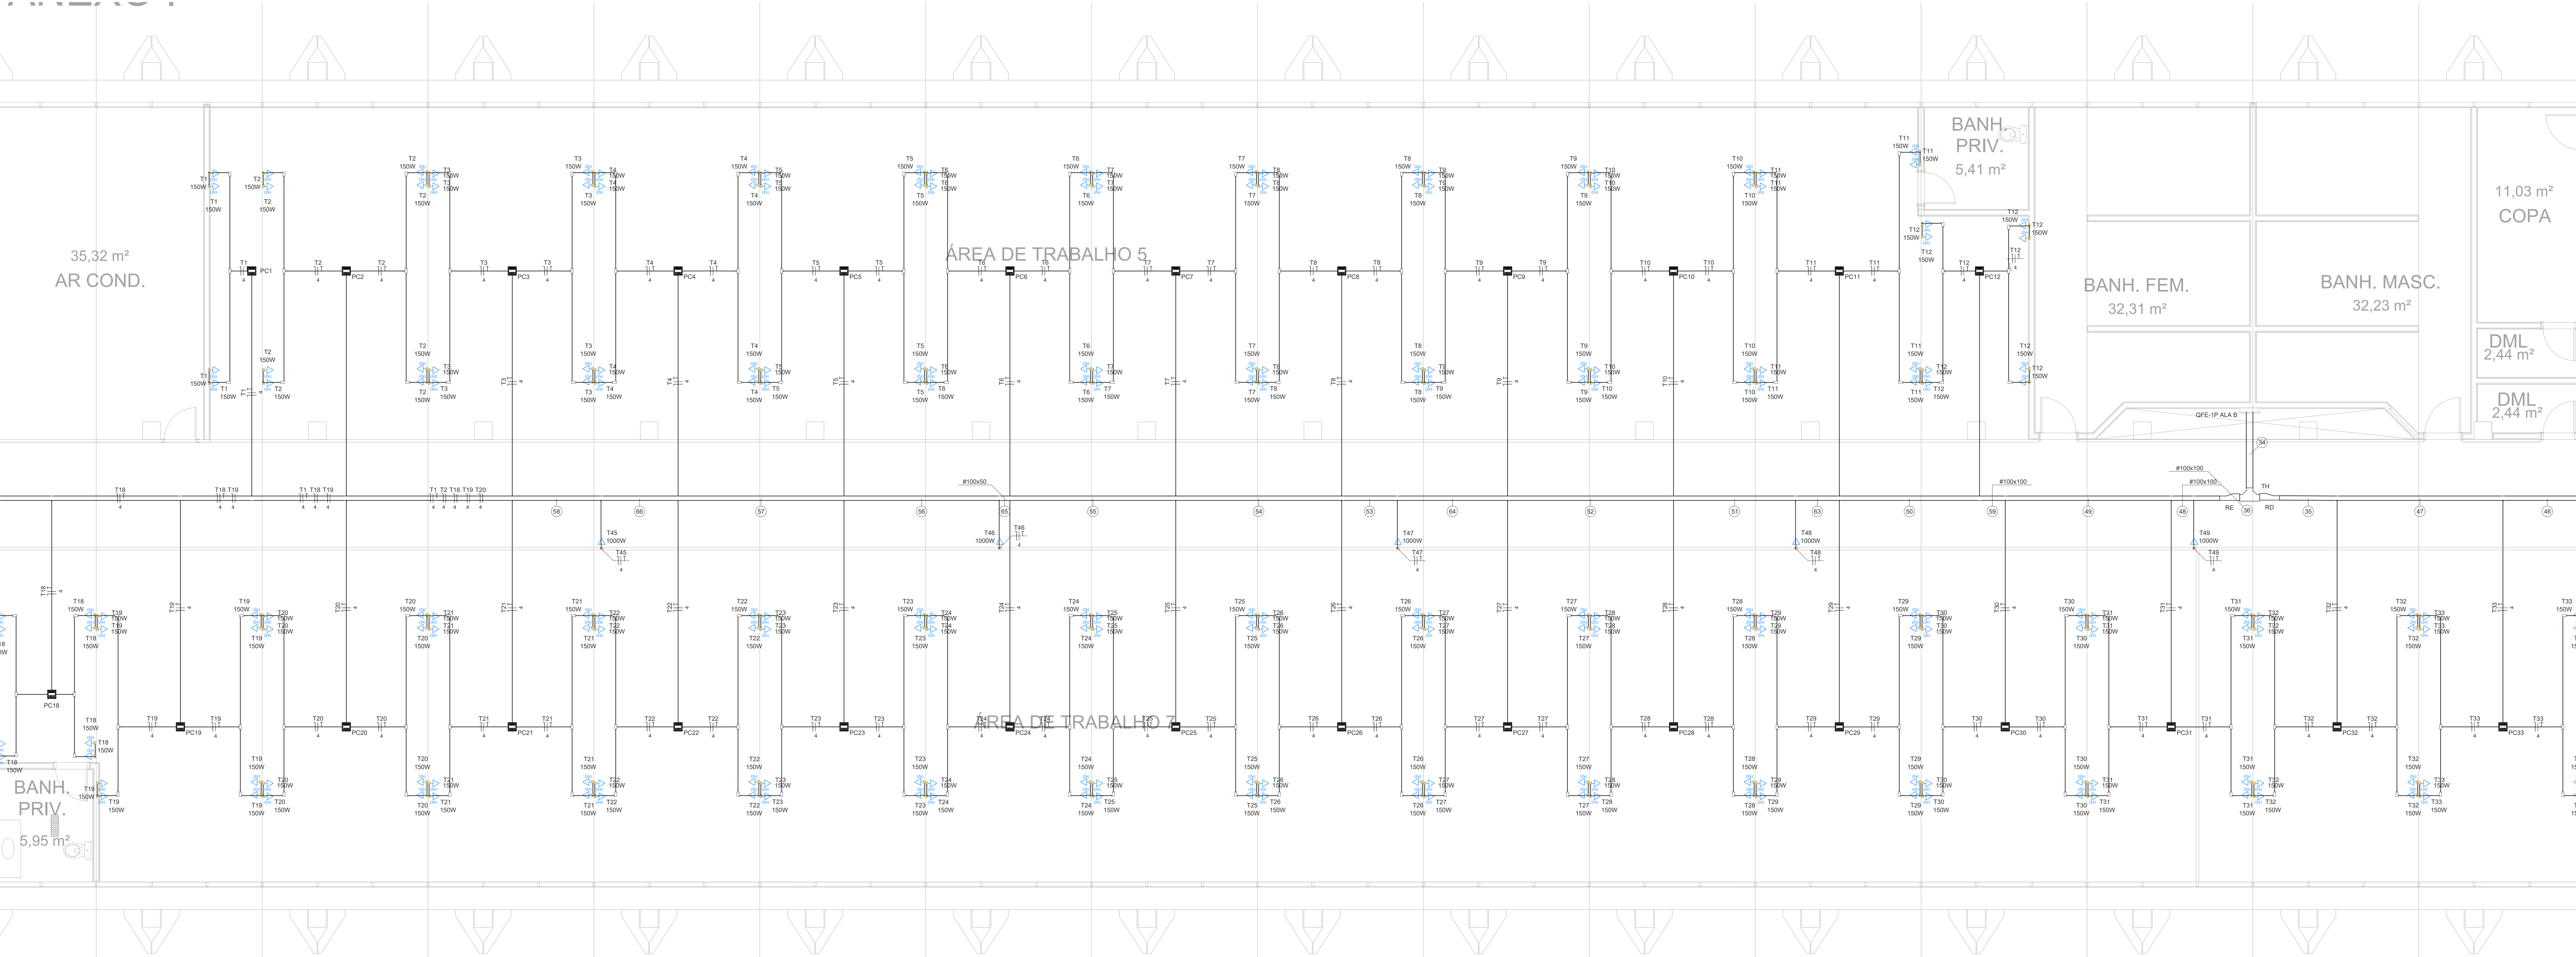


PLANTA BAIXA ALA B NORTE
4º PAVIMENTO
ESCALA 1 / 50

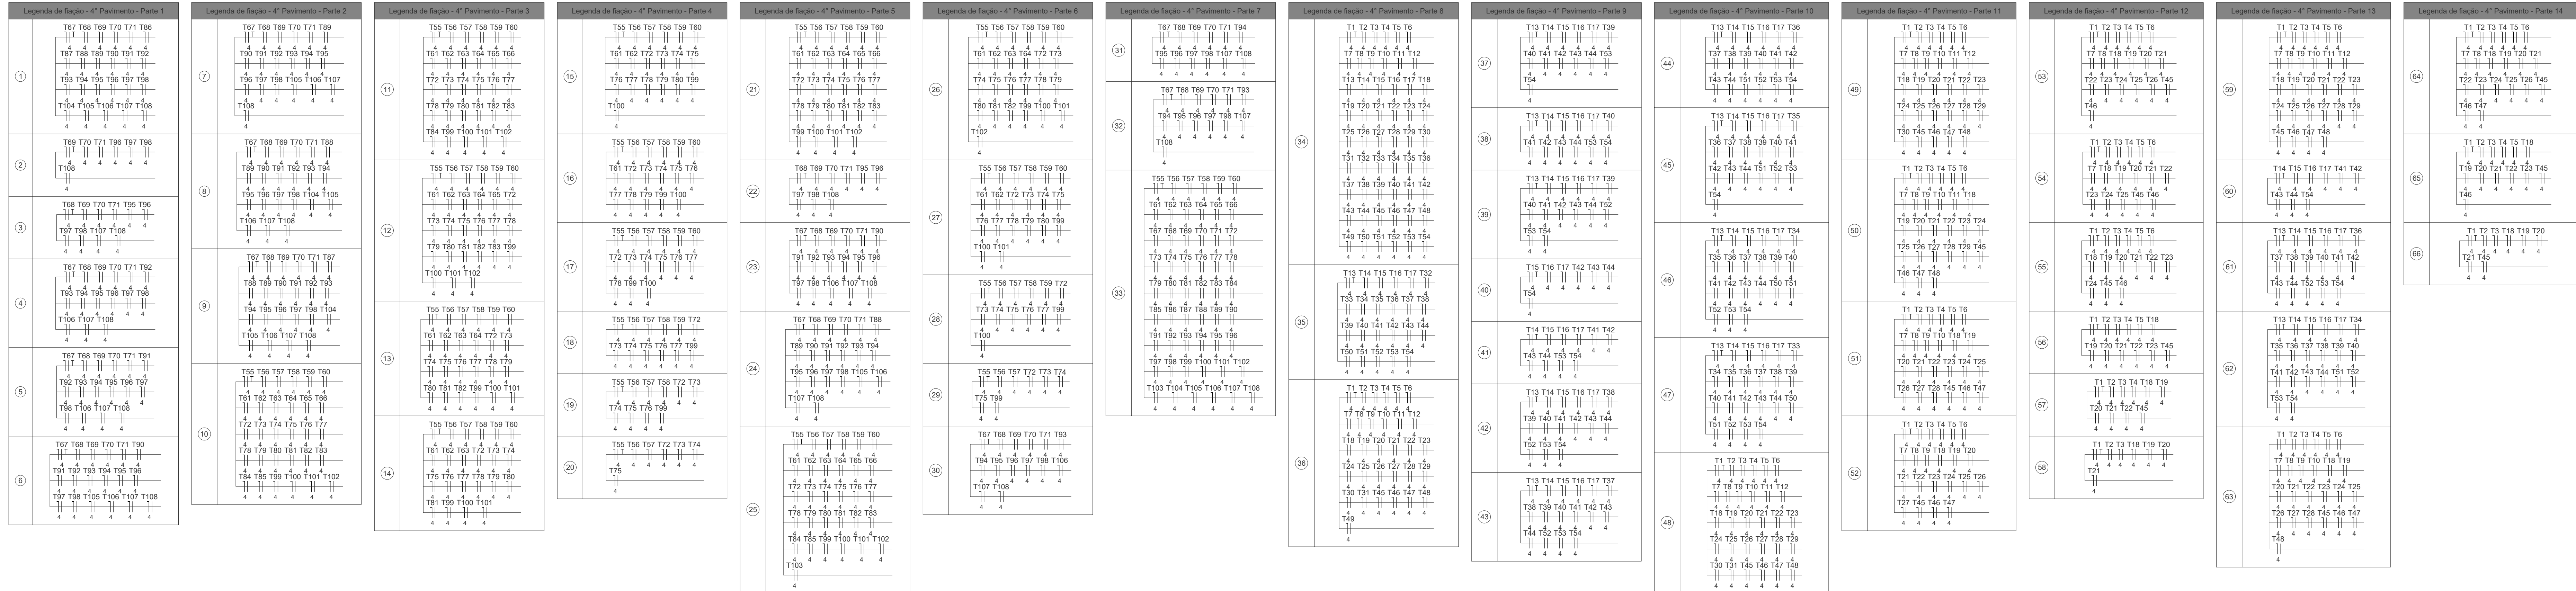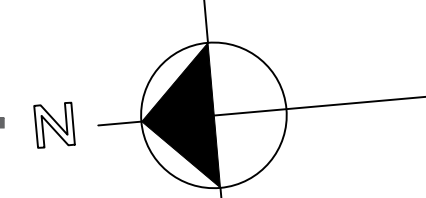

- Legenda - Símbolos
- 2 Tomadas below a 0,30m do piso
 - Condutores LR
 - Condutores T
 - Curva 90°
 - Proteção de aterramento
 - Quadro de distribuição
 - Redução à direita
 - Redução à esquerda
 - Sinal para aterramento
 - Sinal horizontal para aterramento
 - F horizontal 90°
 - Terminal
 - Tomada below a 0,30m do piso


- Legenda das abreviações - T1: Tomada
- PD: Redução à direita - 100x150x50mm
 - PE: Redução à esquerda - 100x150x50mm
 - T1: Horizontal 90° sem Tampa - 150x100mm
 - T2: Terminal - 100x50mm
 - T3: Terminal sem Tampa - 100x50mm

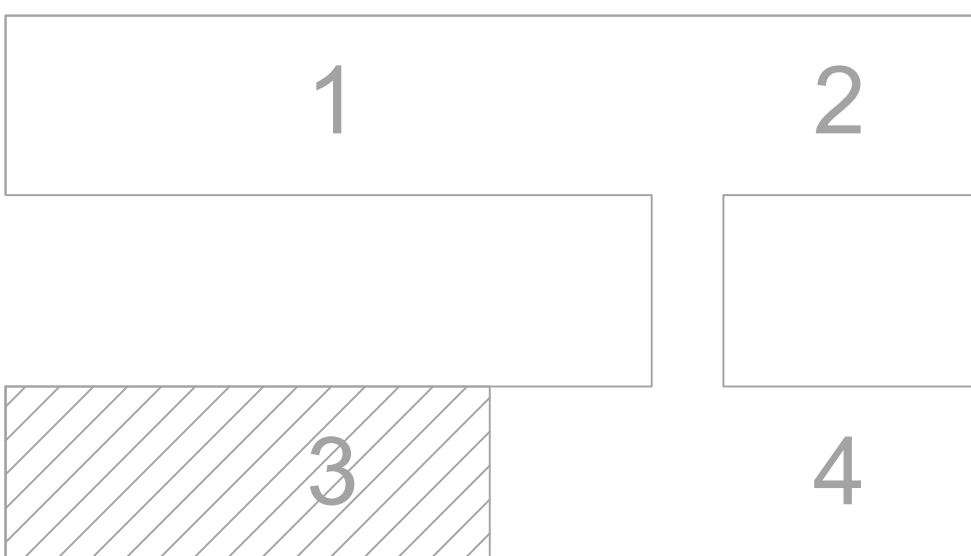



00	EMISSÃO INICIAL	19/09/2025	PAULO	PAULO
REVISÃO	MODIFICAÇÃO	DATA	VISTO	APROVAÇÃO

SETOR:	SETOR DE ADMINISTRAÇÃO FEDERAL NORTE
ENDEREÇO:	ESPLANADA DOS MINISTÉRIOS - BLOCO L - BRASILIA - DF
CLIENTE:	MINISTÉRIO DA EDUCAÇÃO
AUTOR DO PROJETO:	VINCÍUS MAIA PRES
RESPONSÁVEL TÉCNICO:	CREA: 26.221-0/DF

PROPRIETÁRIO:	VINCÍUS MAIA PRES
AUTOR DO PROJETO:	CREA: 26.221-0/DF
RESPONSÁVEL TÉCNICO:	CREA: -

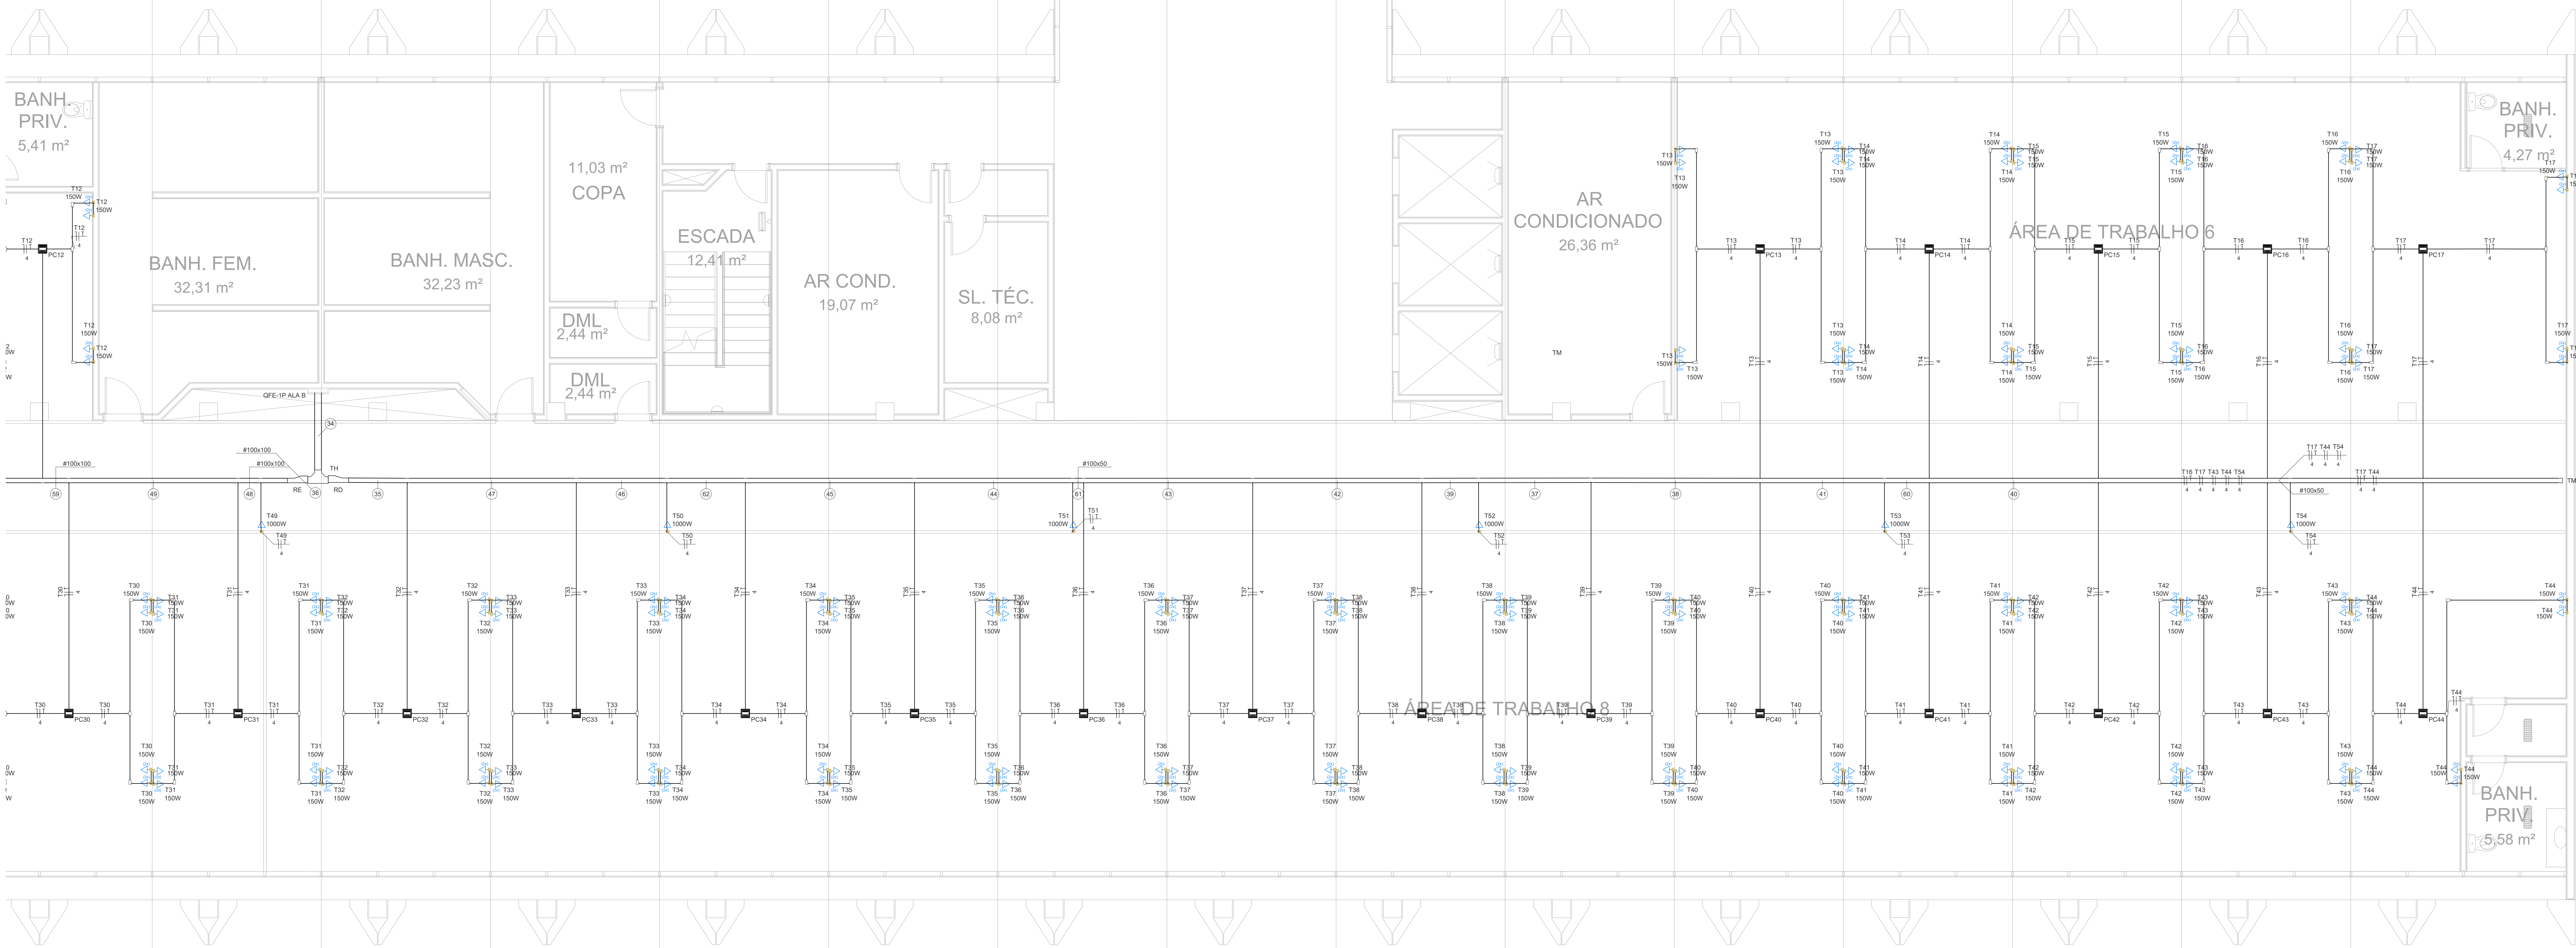


PLANTA BAIXA ALA B SUL
4º PAVIMENTO
ESCALA 1 / 50

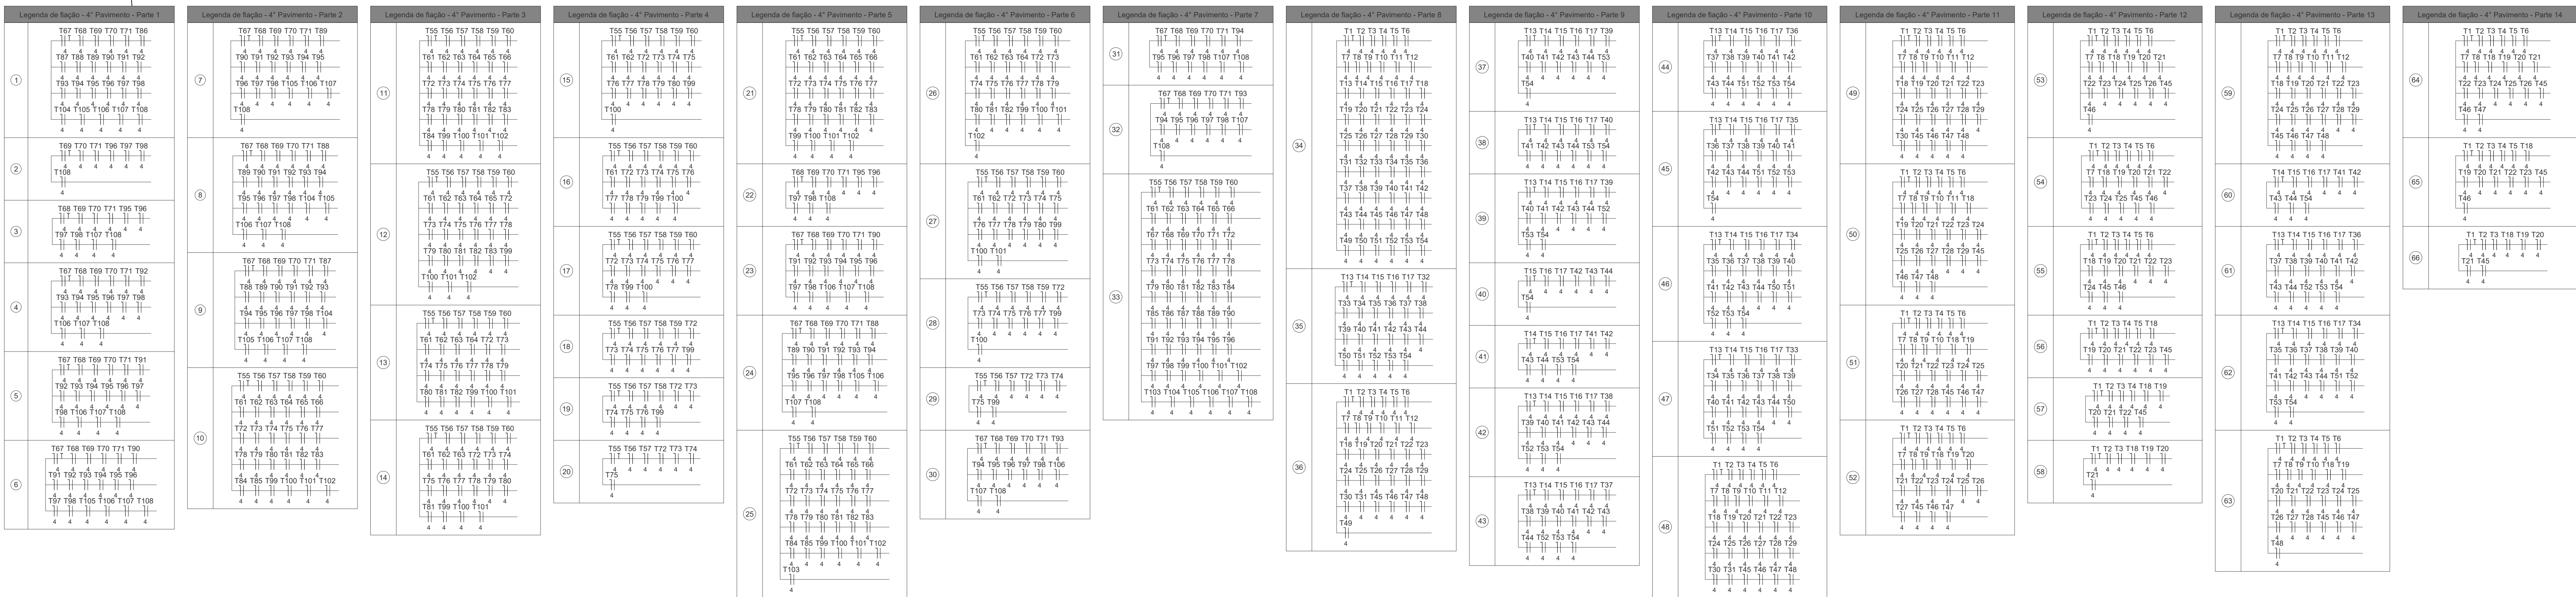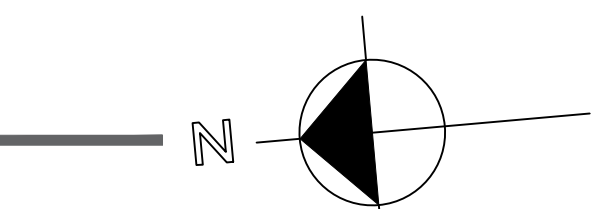

Legenda - Símbolos	
	2 Tomadas abaixo a 0,30m do piso
	Condutores LR
	Condutores T
	Curva 90°
	Ponto de conexão
	Quadro de distribuição
	Redução à direita
	Redução à esquerda
	Bacia plana para esgoto
	Bacia horizontal para esgoto
	F horizontal 90°
	Terminal
	Tomada acima a 0,30m do piso




Legenda das aberturas - T1	
RD	Redução a direita - 100x150x50mm
RE	Redução a esquerda - 100x150x50mm
T1	Horizontal 90° sem Tampa - 150x100mm
TM	Terminal - 100x50mm
TF	Terminal sem Tampa - 100x50mm

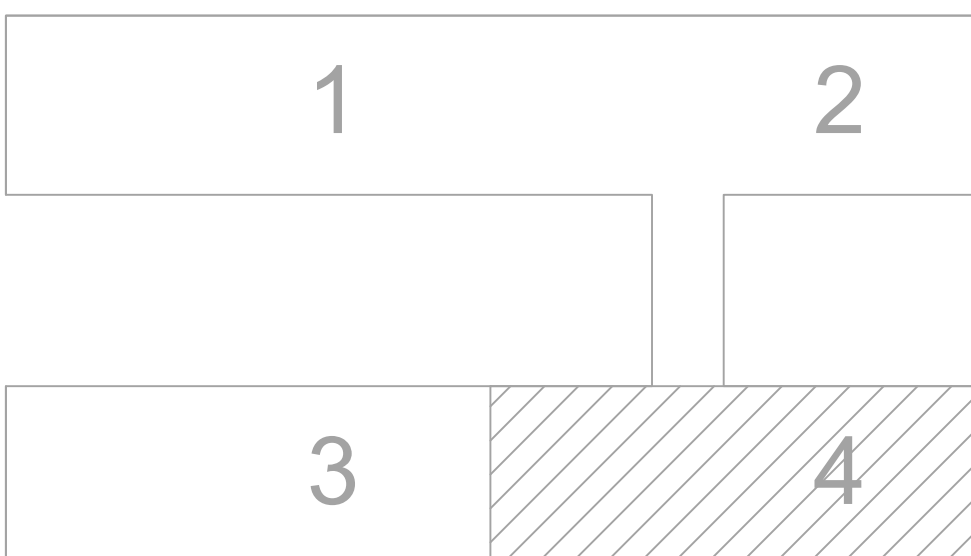

MAPA-CHAVE
SEM ESCALA

00	EMISSÃO INICIAL	19/09/2025	PAULO
REVISÃO	MODIFICAÇÃO	DATA	VISTO APROVAÇÃO

SETOR:	SETOR DE ADMINISTRAÇÃO FEDERAL NORTE		
ENDEREÇO:	ESPLANADA DOS MINISTÉRIOS - BLOCO L - BRASÍLIA - DF		
CLIENTE:	MINISTÉRIO DA EDUCAÇÃO		
AUTOR DO PROJETO:	VINÍCIUS MAIA PRES	CADENSO	CREA: 26.221-0/DF
RESPONSÁVEL TÉCNICO:		CADENSO	CREA: -
PROPRIETÁRIO:	VINÍCIUS MAIA PRES		
AUTOR DO PROJETO:	VINÍCIUS MAIA PRES	CREA: 26.221-0/DF	
RESPONSÁVEL TÉCNICO:	CREA: -		
FRANQUIA:	IEL	USO INSTITUCIONAL	FECHA: 24
OBJETO:	TÍTULO: EDIFÍCIO ANEXO - INSTALAÇÕES ELÉTRICAS - TOMADAS ESTABILIZADAS		
CONTEÚDO:	PLANTA BAIXA ALA B SUL 4º PAVIMENTO		
DATA:	JUN	REVISO:	REVISÃO
PROJETO:	PROJETO	REVISÃO:	REVISÃO

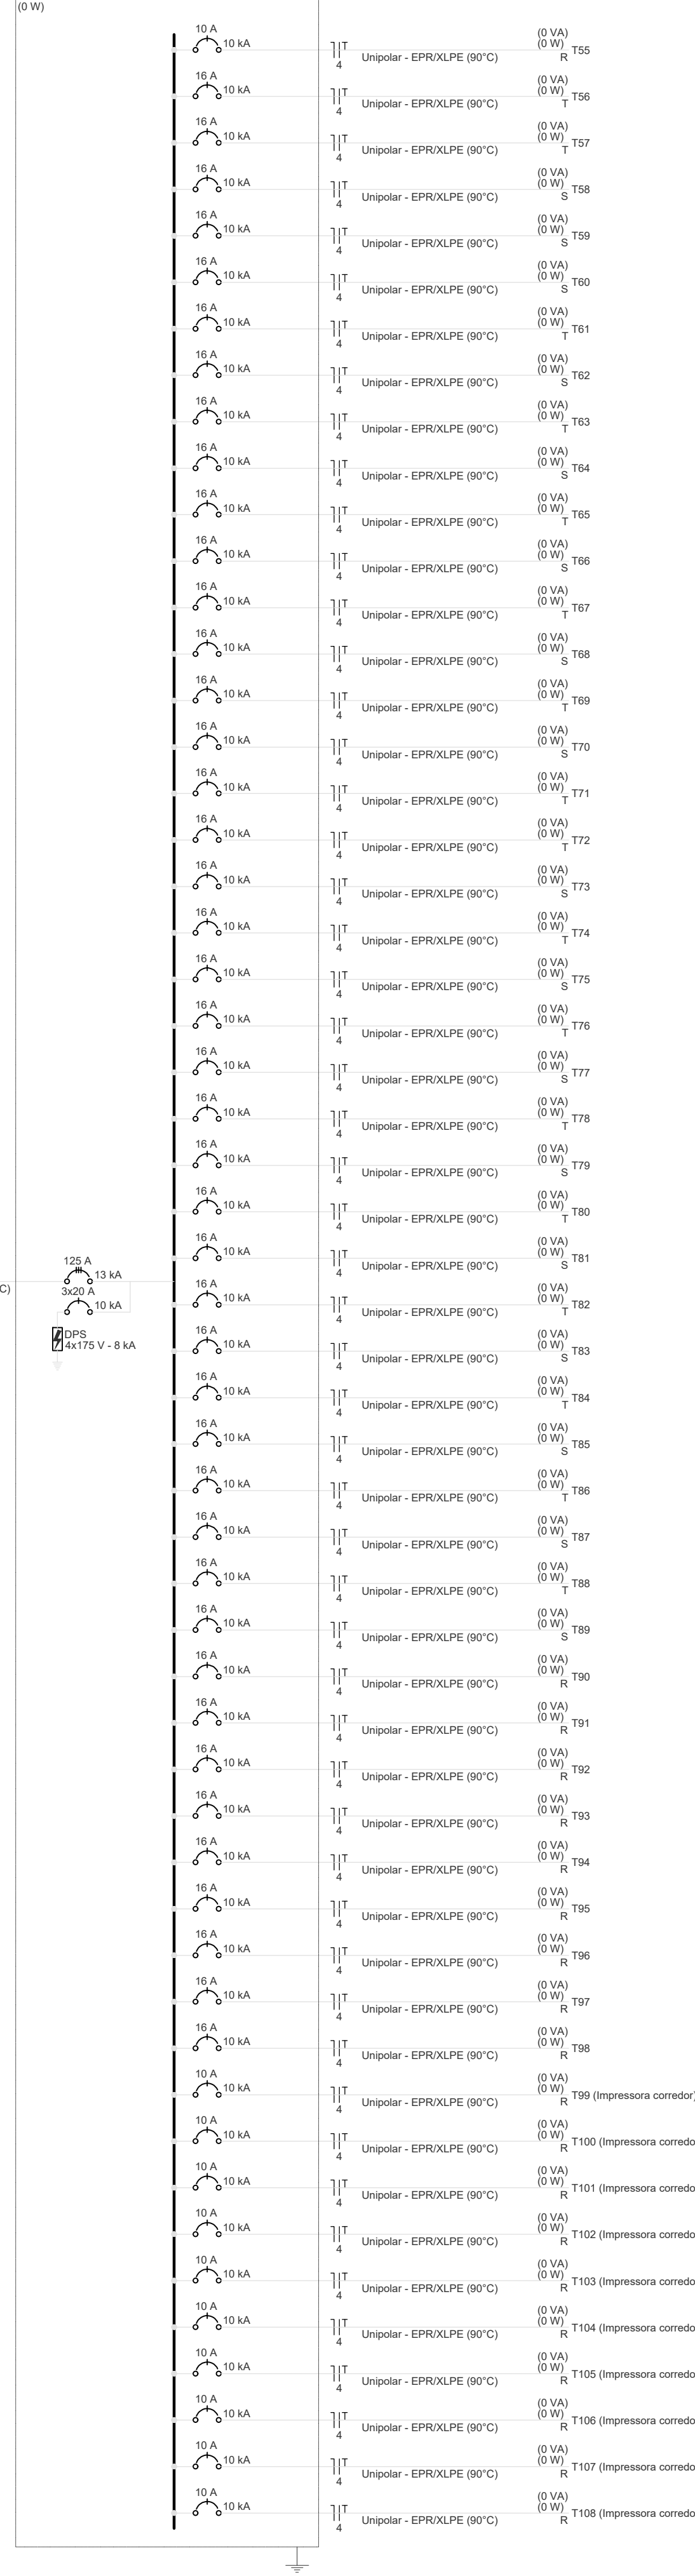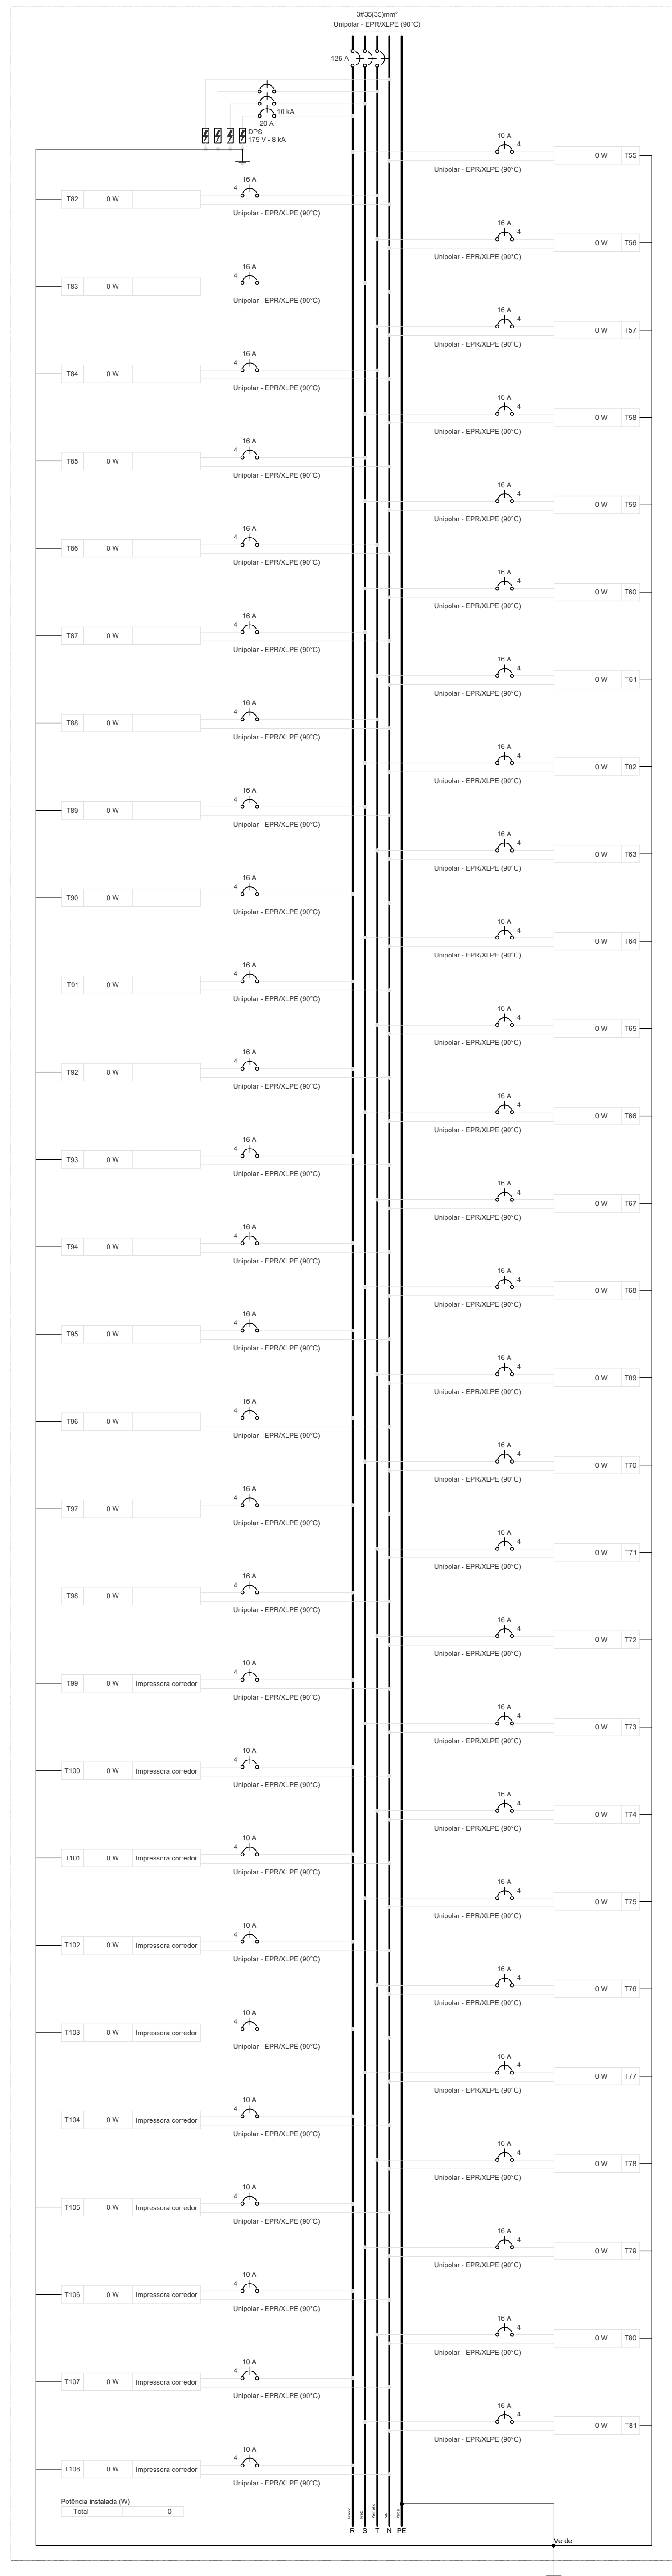
 
[illegible]

Tipo de carga	Potência instalada (kW)	Fator de demanda (%)	Demanda (kW)
		TOTAL	0,00

00	EMIÇÃO INICIAL	19/09/2025	PAULO	PAULO
REVISÃO	MODIFICAÇÃO	DATA	VISTO	APROVAÇÃO

SETOR:	SETOR DE ADMINISTRAÇÃO FEDERAL NORTE		
ENDEREÇO:	ESPLANADA DOS MINISTÉRIOS - BLOCO L - BRASÍLIA - DF		
CLIENTE:	MINISTÉRIO DA EDUCAÇÃO		
AUTOR DO PROJETO:	VINÍCIUS MAIA PIRES	CAEGREX:	CREA: 26.221-D/DF
RESPONSÁVEL TÉCNICO:	-	CAEGREX:	CREA: -


PROPRIETÁRIO	
VINICIUS MAIA PIRES AUTOR DO PROJETO	CREA: 26.221-D/DF
RESPONSÁVEL TÉCNICO	CREA: -

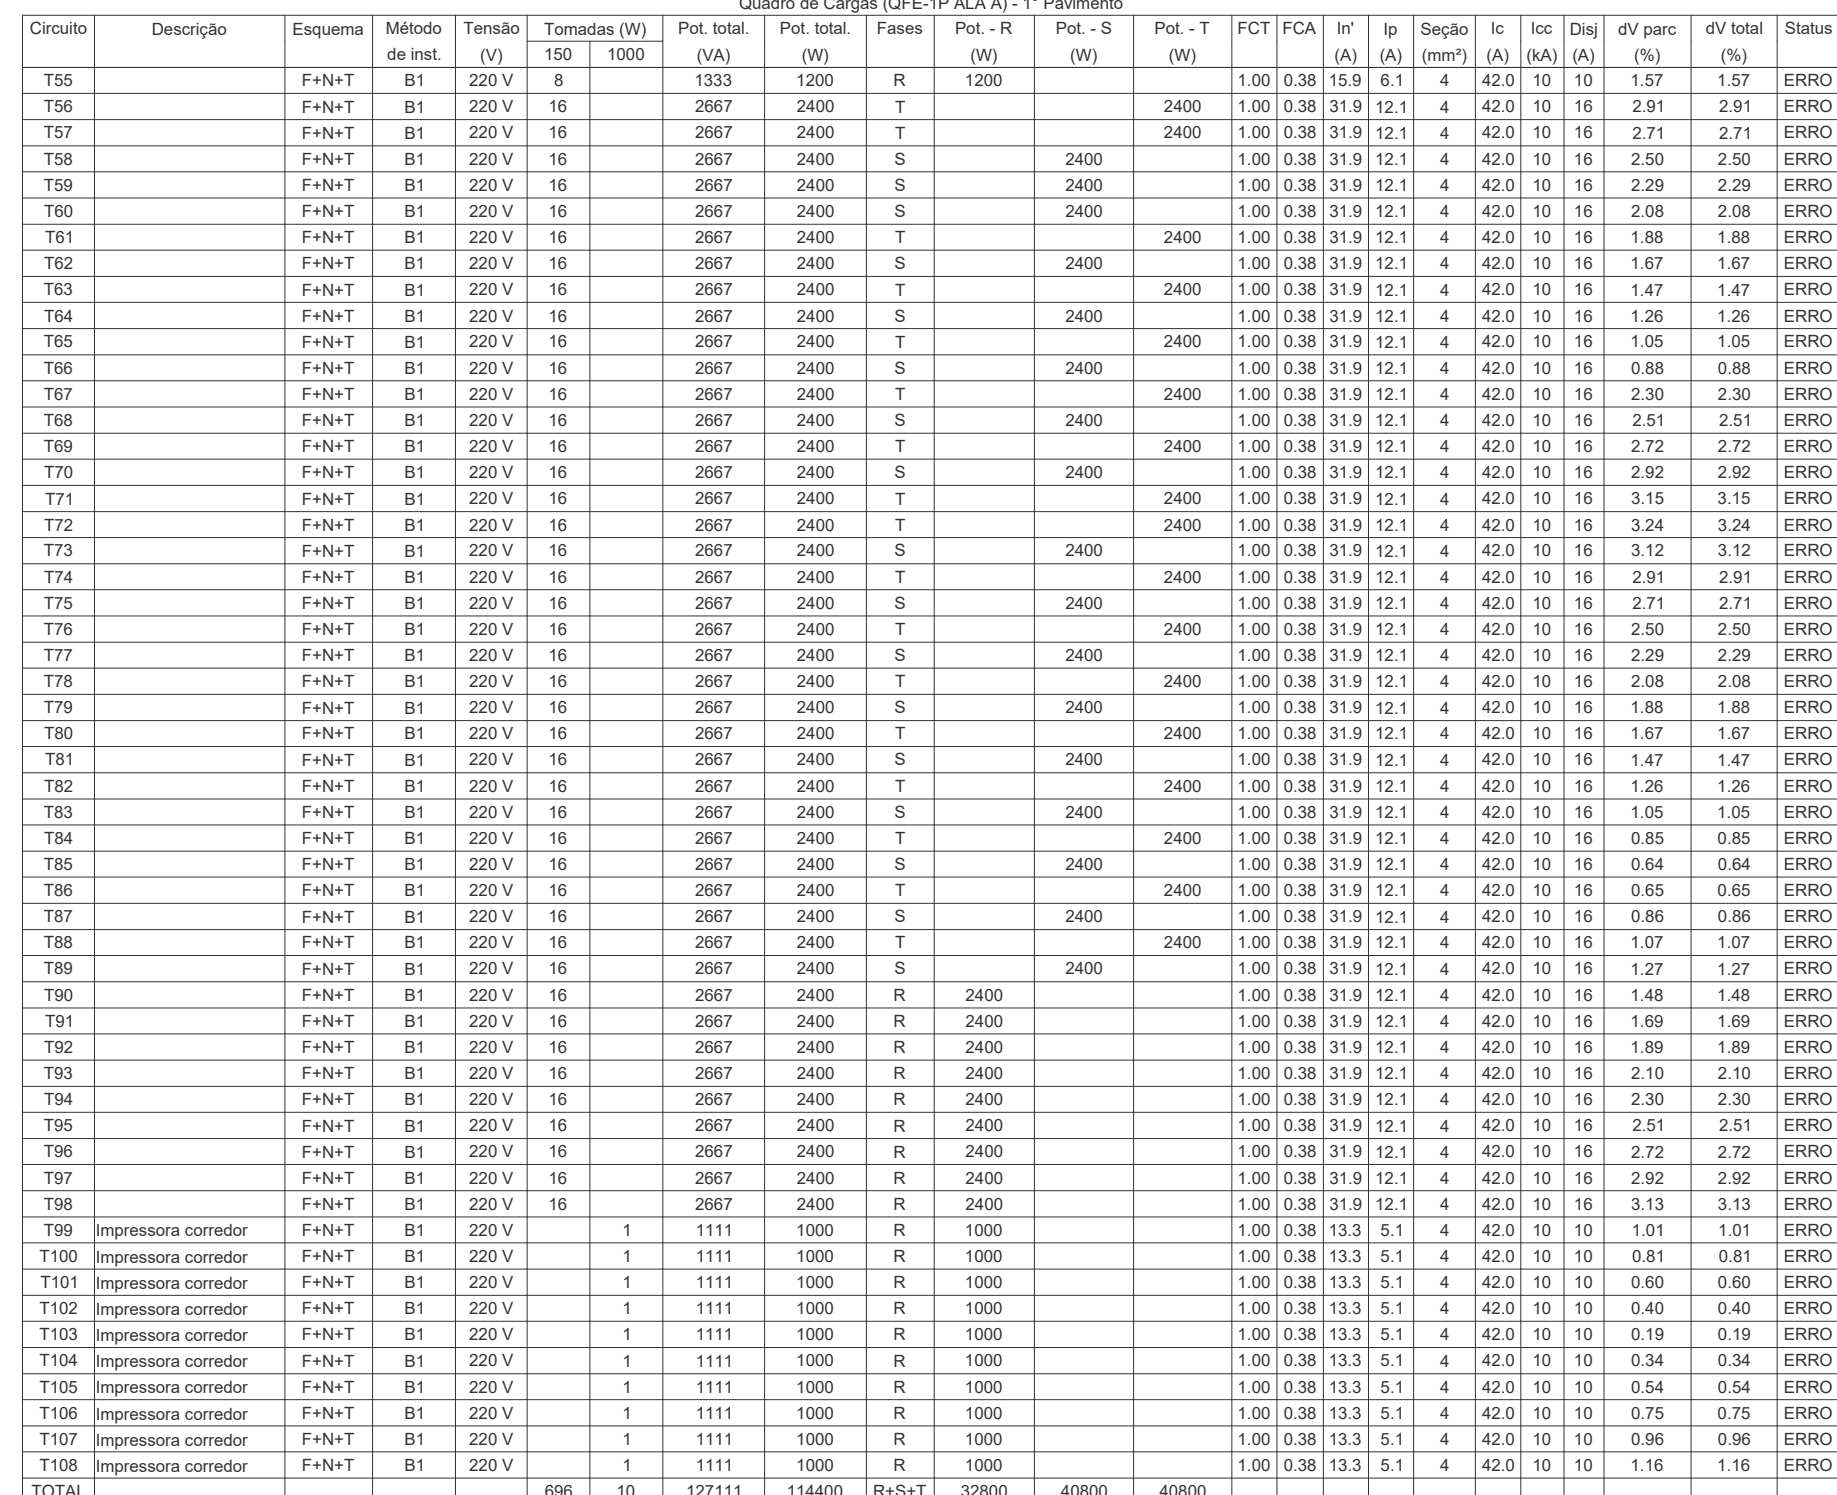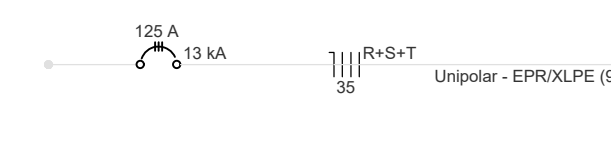


00	EMISSION INICIAL	19/09/2025	PAULO	PAULO
REVISÃO	MODIFICAÇÃO	DATA	VISTO	APROVAÇÃO



FRANCHA:	USO:	INSTITUCIONAL		FOLHA:
IEL	TÍTULO:	EDIFÍCIO ANEXO - INSTALAÇÕES ELÉTRICAS - TOMADAS ESTABILIZADAS		
	CONTEÚDO:	QUADROS DE ALIMENTAÇÃO E COMANDO QFE-1º ALA - 1º PAVIMENTO		
DESENHO: JUAN	TELEFONE:	ESCALA: INDICADA	TIPO DE RECORRIMENTO: PROJETO EXECUTIVO	DATA: 10/06/2025

QFE-IP-ALA B

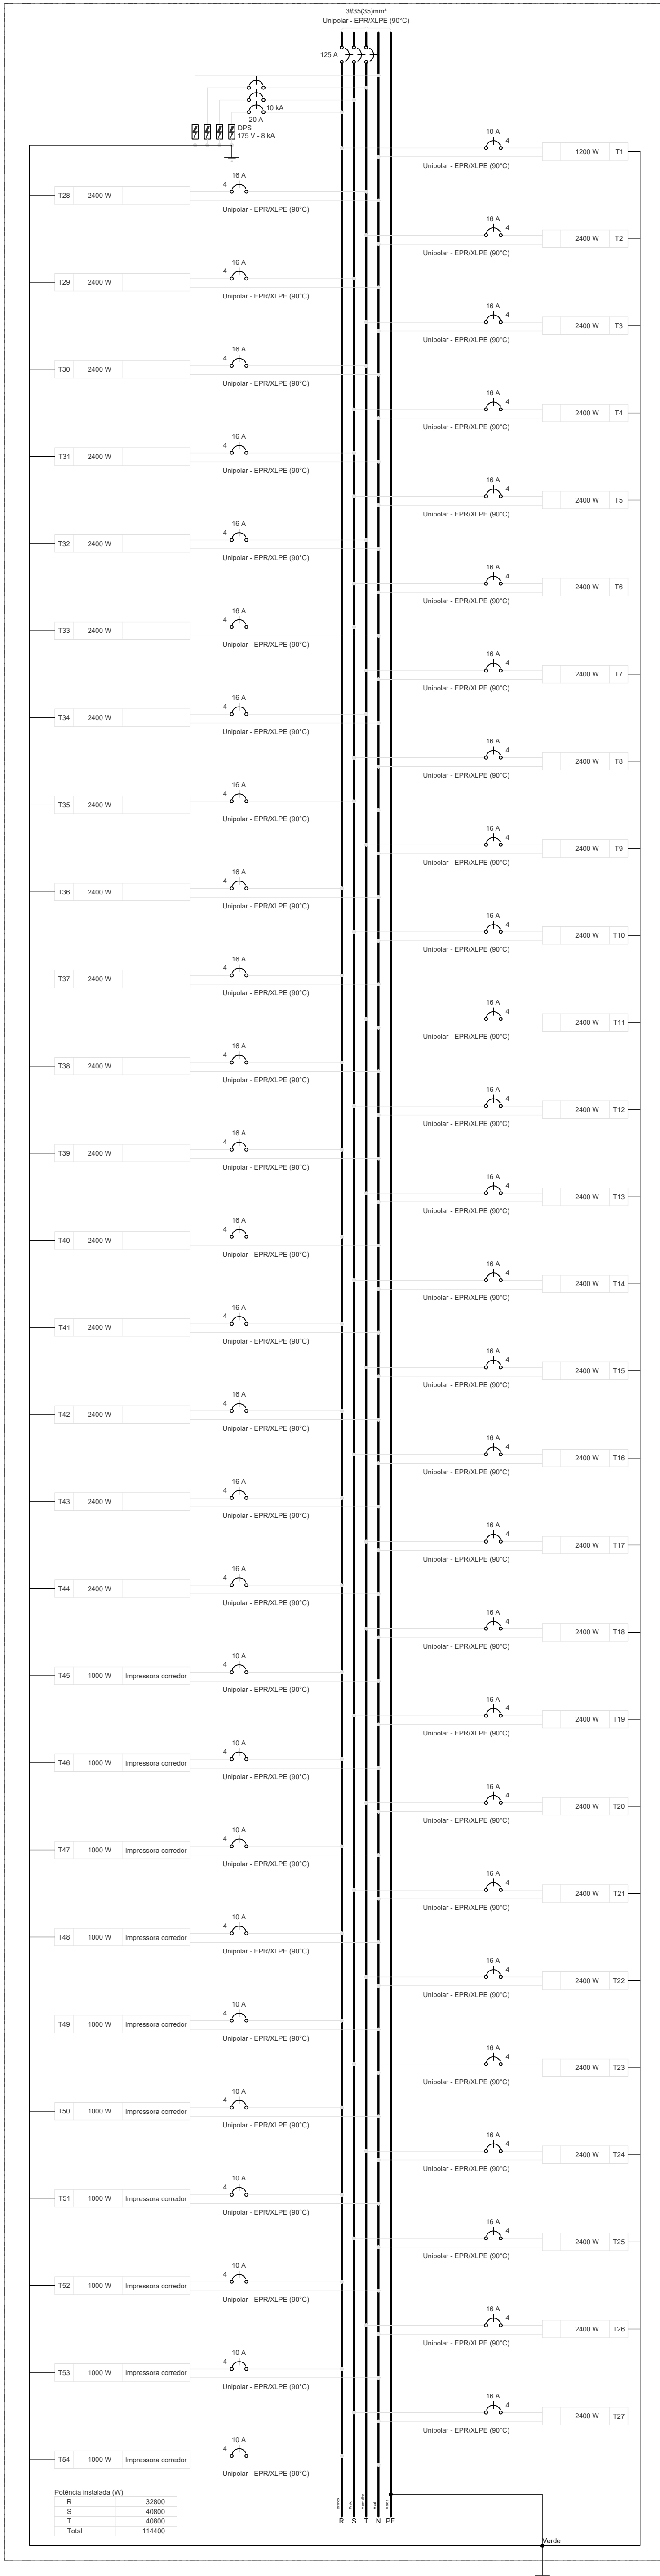

OFE-2P ALA A


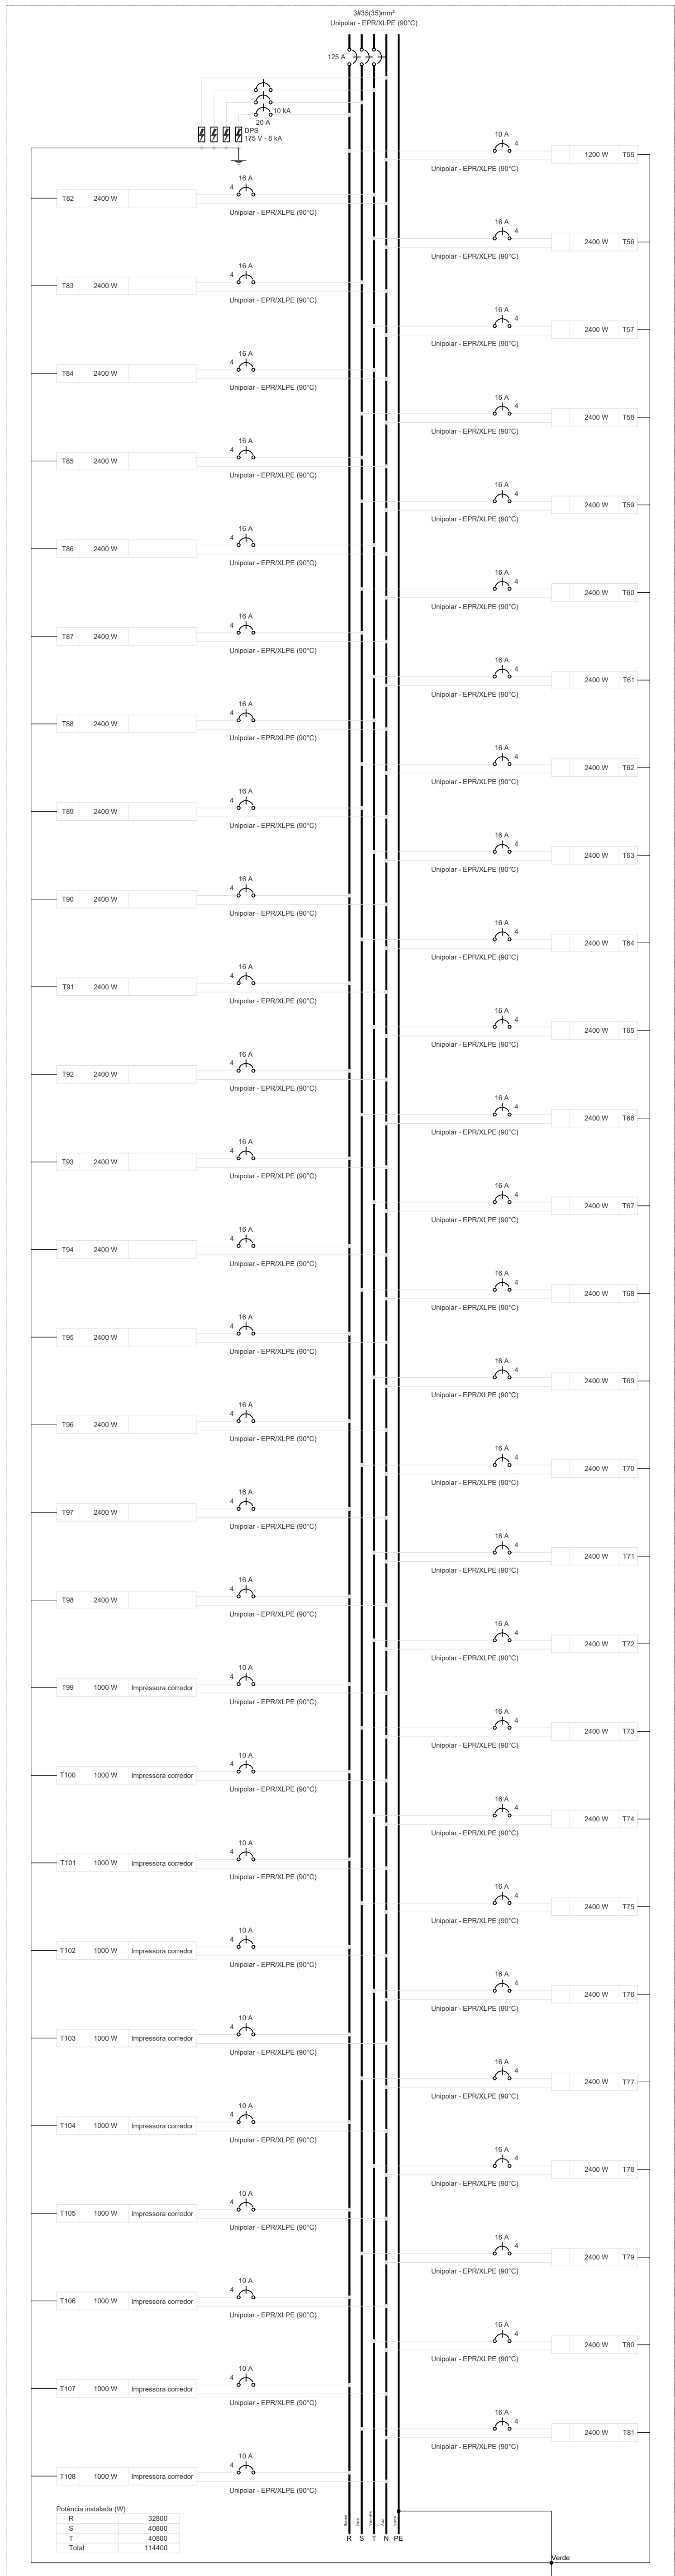


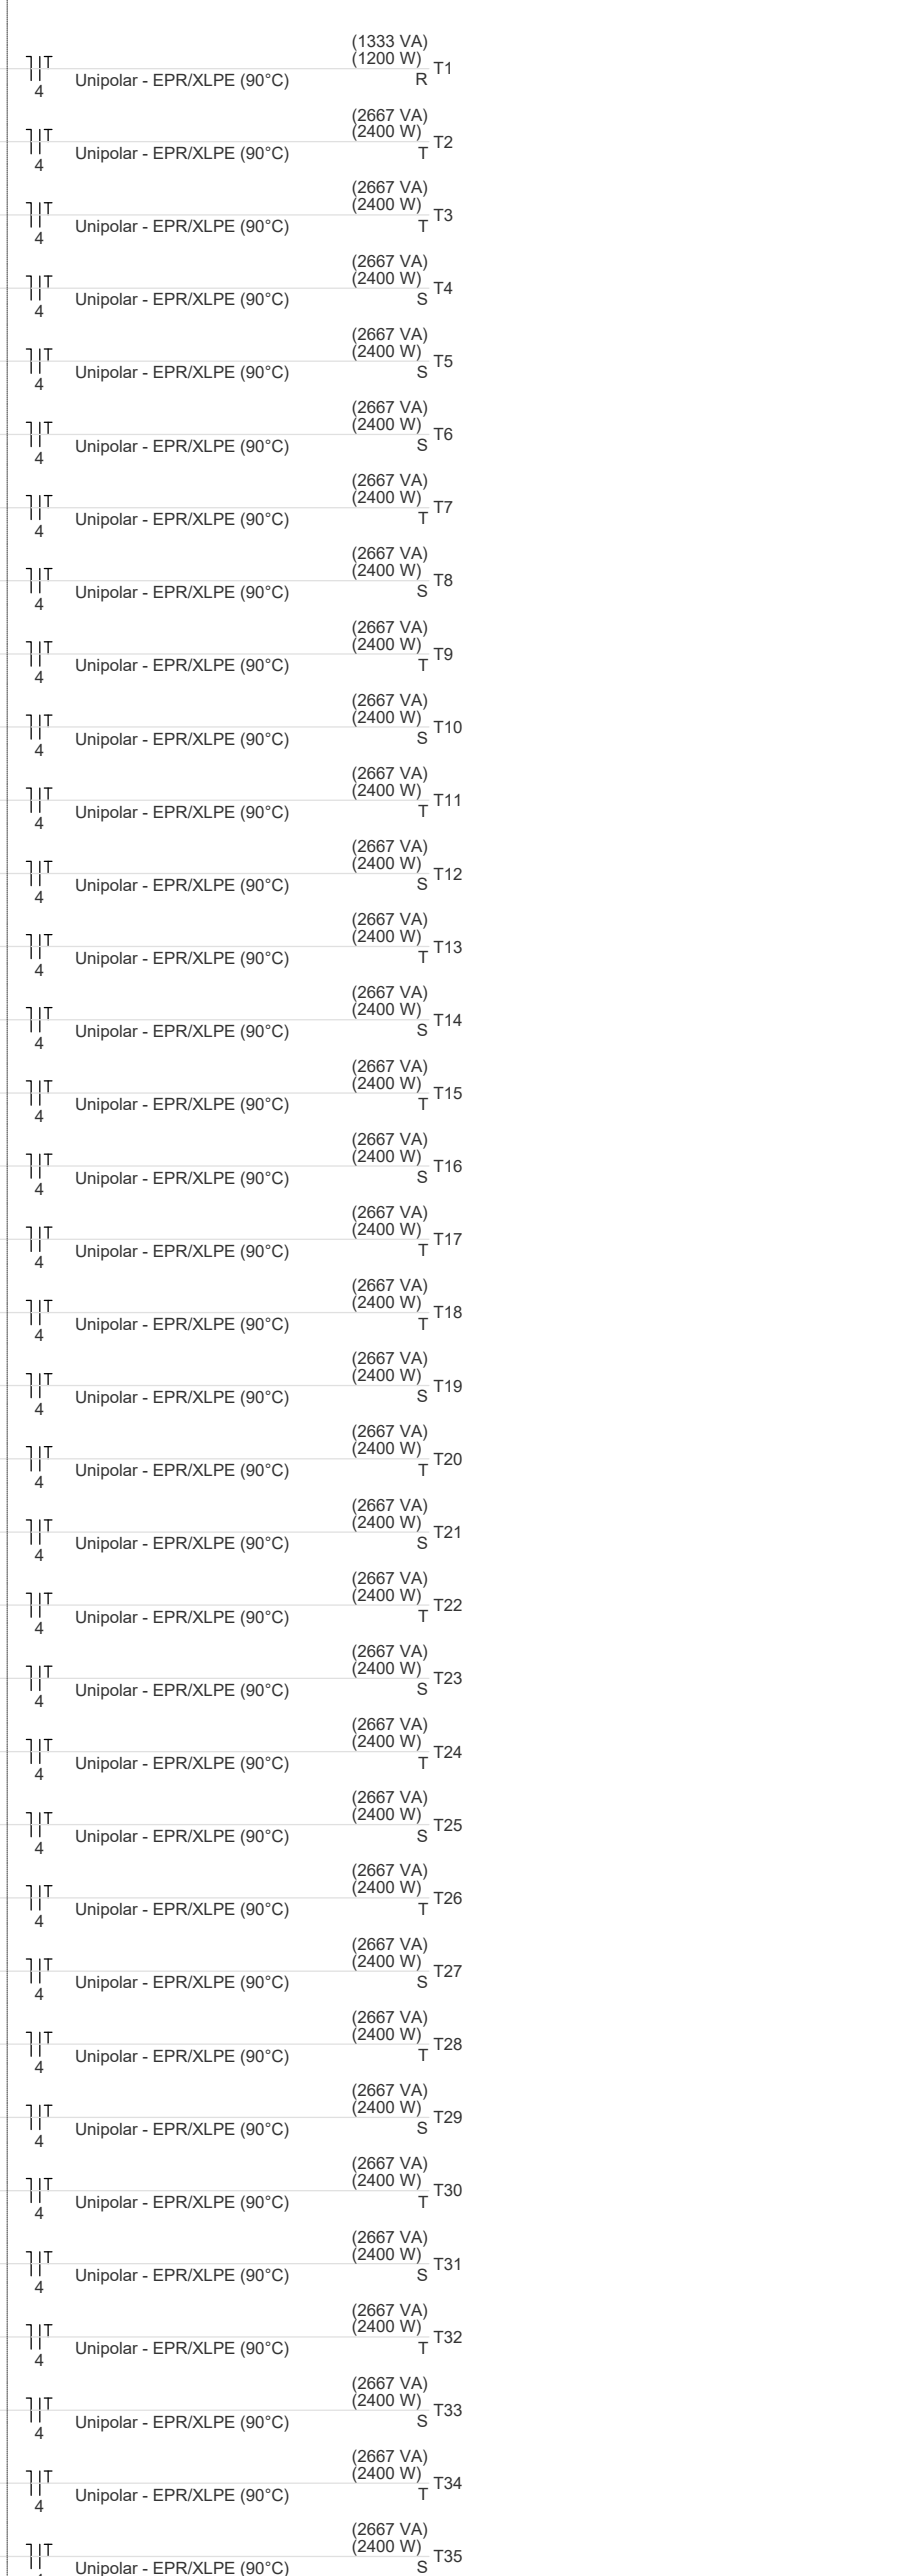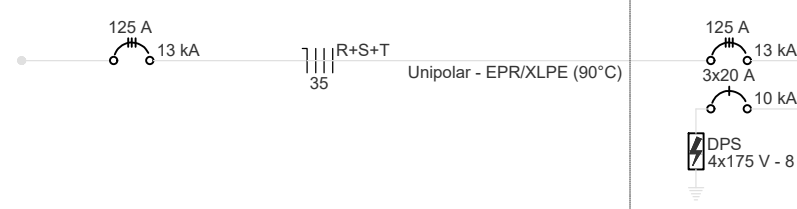[illegible]

	Potência instalada (kW)	Fator de demanda (%)	Demanda (kW)
Corredores e salas comerciais	12,00	100,00	12,00
	104,00	50,00	52,00
	11,11	100,00	11,11
		TOTAL	75,11



DD	EMISSION INICIAL	19/09/2025	PAULO	PAULO
REVISÃO	MODIFICAÇÃO	DATA	VISTO	APROVAÇÃO

SETOR:	SETOR DE ADMINISTRAÇÃO FEDERAL NORTE		
ENDEREÇO:	ESPLANADA DOS MINISTÉRIOS - BLOCO L - BRASÍLIA - DF		
CLIENTE:	MINISTÉRIO DA EDUCAÇÃO		
AUTOR DO PROJETO:	VINÍCIUS MAIA PIRES	CA/DEIX:	CREA: 26.221-D/DF
RESPONSÁVEL TÉCNICO:		CA/DEIX:	CREA: -
PROPRIETÁRIO			
VINÍCIUS MAIA PIRES		CREA: 26.221-D/DF	
AUTOR DO PROJETO			
RESPONSÁVEL TÉCNICO		CREA: -	

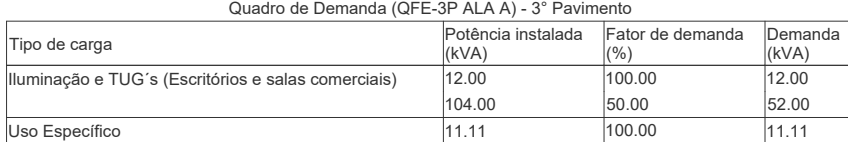 [illegible]



00	EMISSÃO INICIAL	19/09/2025	PAULO	PAULO
REVISÃO	MODIFICAÇÃO	DATA	VISTO	APROVAÇÃO

SETOR:	SETOR DE ADMINISTRAÇÃO FEDERAL NORTE		
ENDEREÇO:	ESPLANADA DOS MINISTÉRIOS - BLOCO L - BRASÍLIA - DF		
CLIENTE:	MINISTÉRIO DA EDUCAÇÃO		
AUTOR DO PROJETO:	VINICIUS MAIA PIRES	DATA/ORA:	CREA: 26.221-D/OF
RESPONSÁVEL TÉCNICO:	-	DATA/ORA:	CREA: -
_____ PROPRIETÁRIO _____ VINICIUS MAIA PIRES AUTOR DO PROJETO _____ _____ RESPONSÁVEL TÉCNICO _____ _____			

  

Tipo de carga	Potência instalada (VA)	Fator de demanda (%)	Demanda (kVA)
Iluminação e TUG's (Escritórios e salas comerciais)	52,00	100,00	12,00
	104,00	50,00	52,00
Uso Específico	11,11	100,00	11,11
		TOTAL	75,11

FRANQUIA:	USO: INSTITUCIONAL			FOLHA:
IEL	TÍTULO: EDIFÍCIO ANEXO - INSTALAÇÕES ELÉTRICAS - TOMADAS ESTABILIZADAS			33
	CONTEÚDO: QUADROS DE ALIMENTAÇÃO E COMANDO QFE-4P ALA - 4º PAVIMENTO			
OCIDENTO: JUAN	TELEFONE:	ESCALA:	TIPO DE REQUISIÇÃO: PROJETO EXECUTIVO	DATA: 10/08/2025

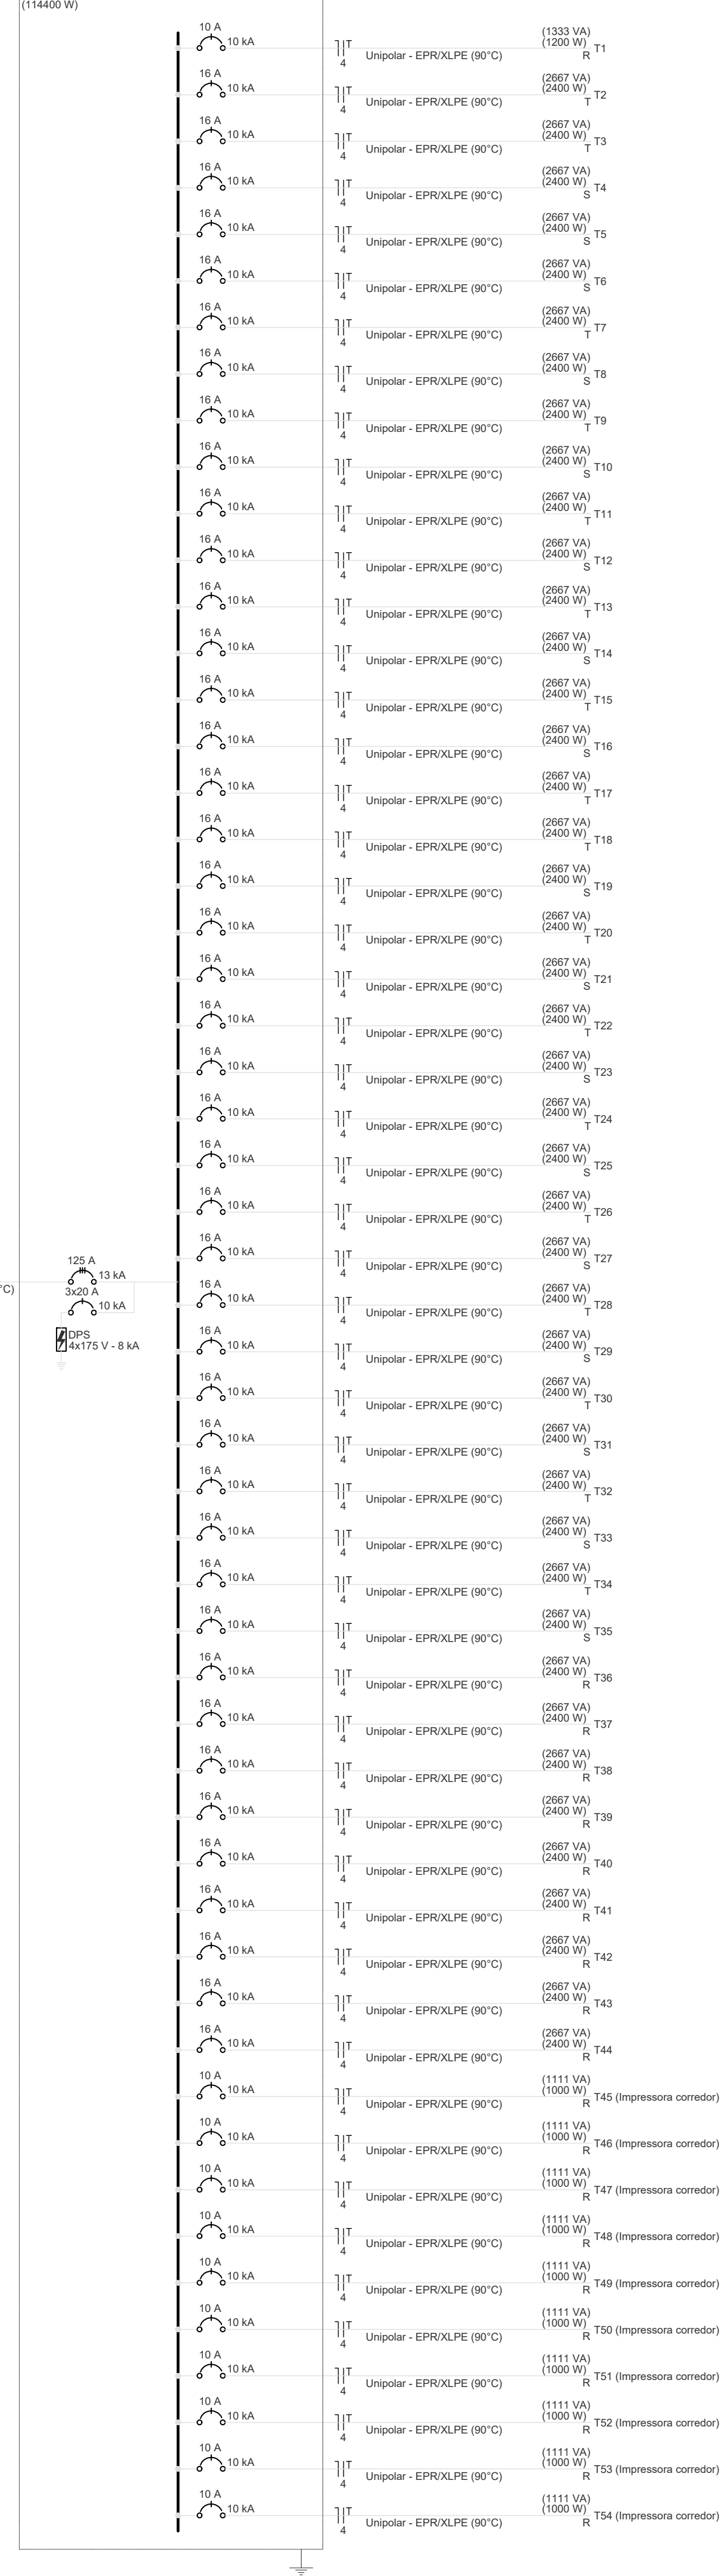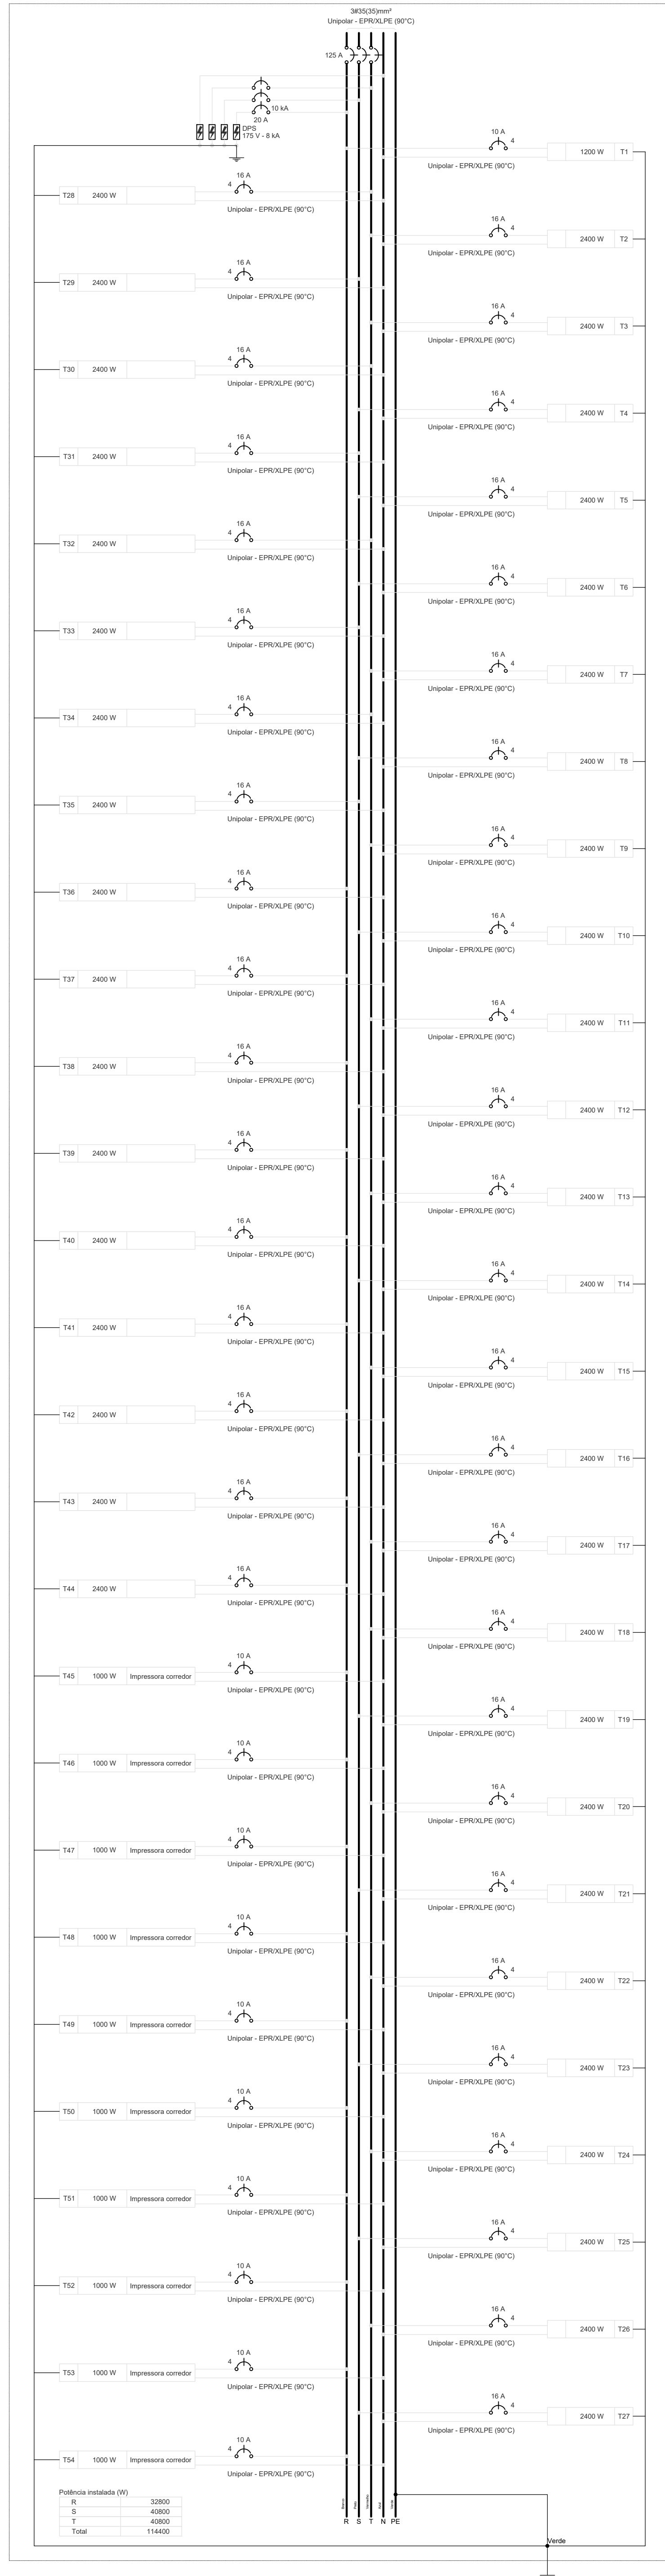[illegible]

Tipo de carga	Pórtico instalada (kVA)	Fator de demanda (kVA)	Demanda (kVA)
Iluminação e TUG's (Escritórios e salas comerciais)	12.00	100.00	12.00
	104.00	50.00	52.00
Uso Específico	11.11	100.00	11.11
		TOTAL	75.11

DO	EMISSÃO INICIAL	19/09/2025	PAULO	PAULO
REVISÃO	MODIFICAÇÃO	DATA	VISTO	APROVAÇÃO

SETOR:	SETOR DE ADMINISTRAÇÃO FEDERAL NORTE		
ENDEREÇO:	ESPLANADA DOS MINISTÉRIOS - BLOCO L - BRÁSILIA - DF		
CLIENTE:	MINISTÉRIO DA EDUCAÇÃO		
AUTOR DO PROJETO:	VINÍCIUS MAIA PIRES	CAD/GREA:	CREA: 26.221-D/DF
RESPONSÁVEL TÉCNICO:	-	CAD/GREA:	CREA: -

PROPRIETÁRIO	
VINÍCIUS MAIA PIRES AUTOR DO PROJETO	CREA: 26.221-D/DF
RESPONSÁVEL TÉCNICO	CREA: -